


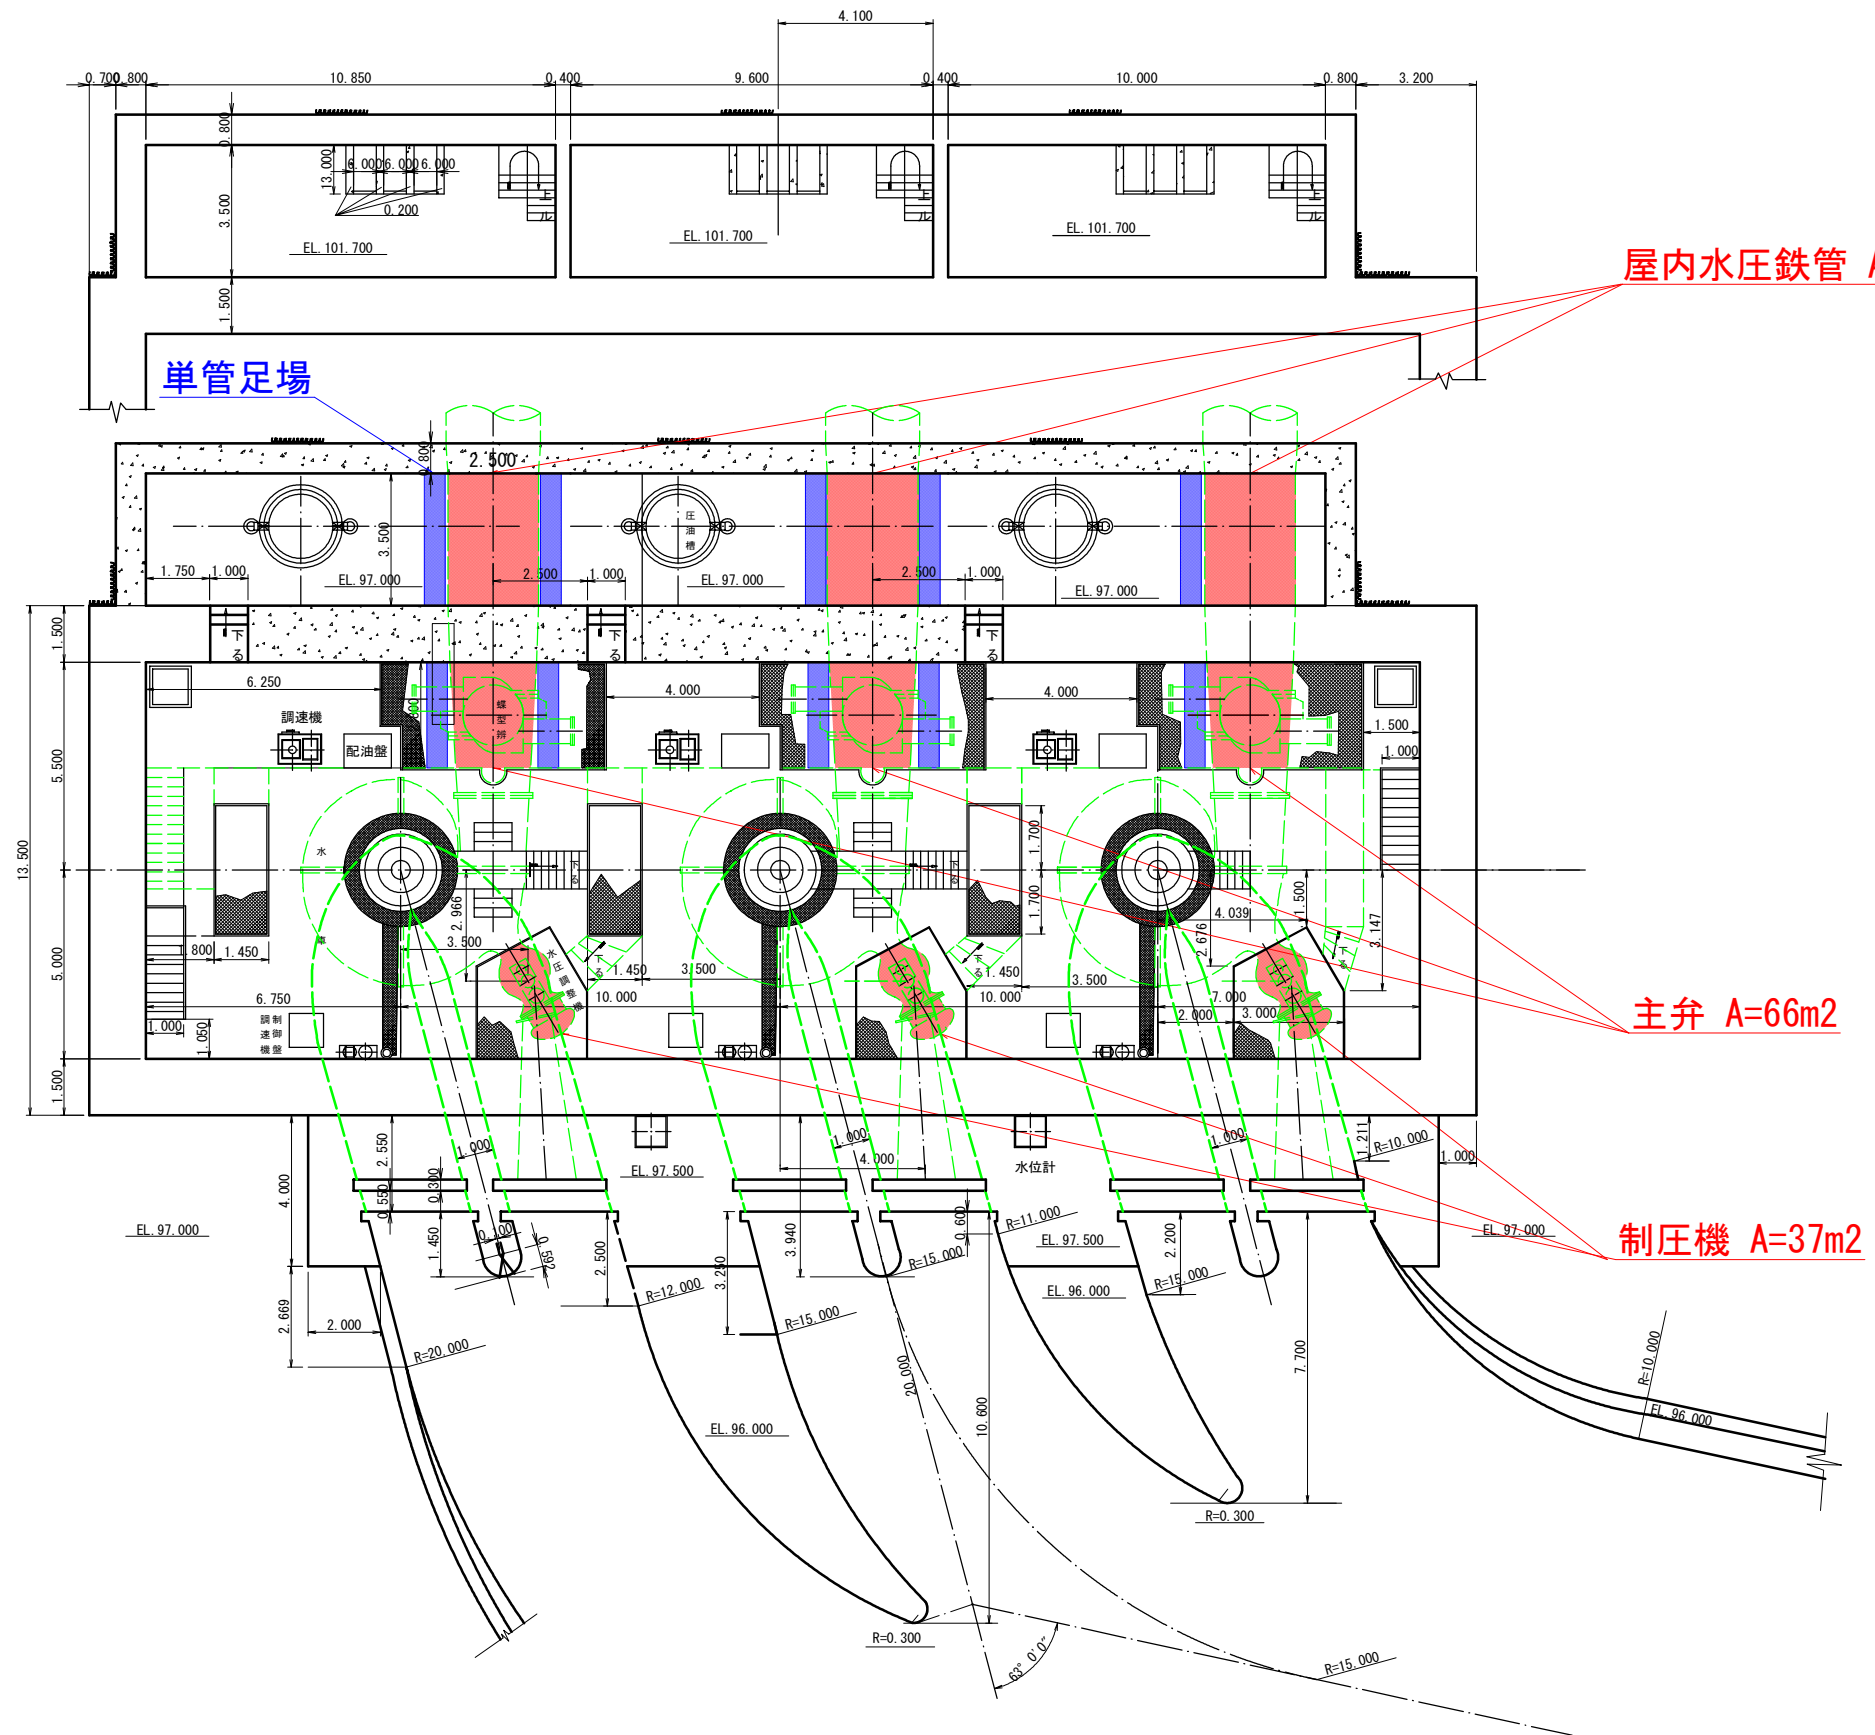

実施設計図面				
工事名	R8企総管 日野谷発電所 屋内水圧鉄管外面塗装工事			
路線名等				
工事箇所	那賀郡那賀町日浦			
図面名	平面図			
縮尺	FREE	図面番号	1	2
会社名				
事業者名	徳島県企業局			

