


棚野ダム調整池平面図 SC=1:850

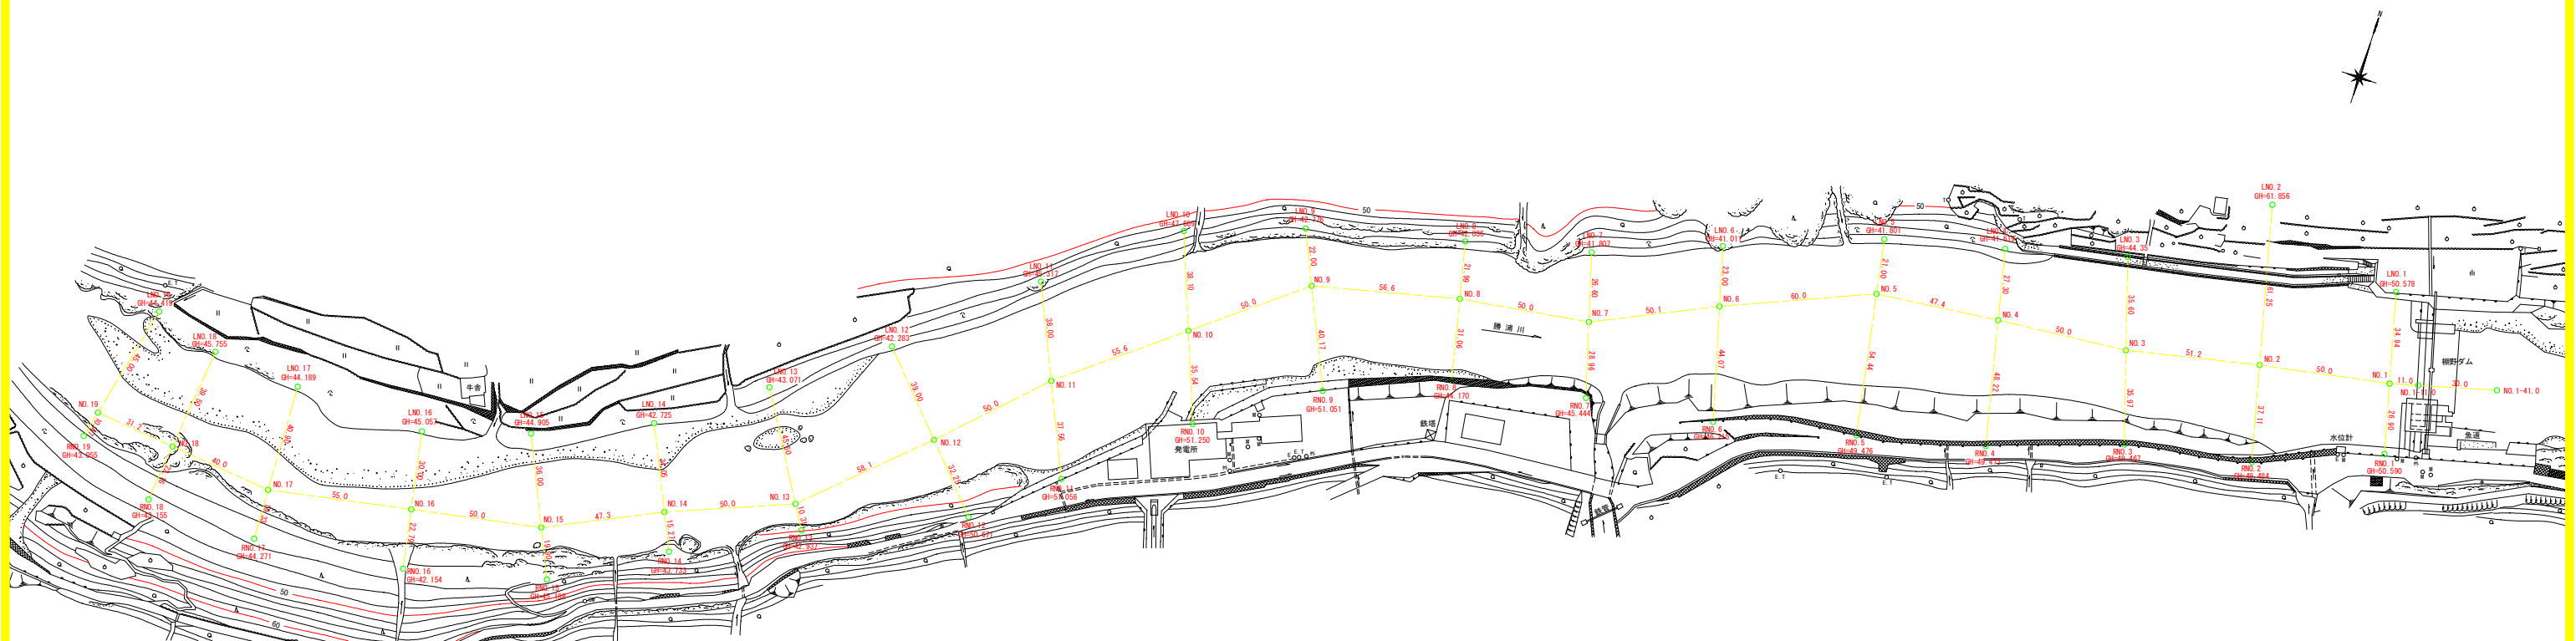

当初設計図面

工事名	R8企管管 棚野ダム 貯水池深淺測量業務		
路線名等			
工事箇所	勝浦郡勝浦町棚野(棚野ダム貯水池内)		
図面名	棚野ダム調整池平面図		
縮尺	SC=1:850	図面番号	1 / 1
会社名			
事業者名	徳島県企業局		