



施工詳細図

平面図 S=1:2000

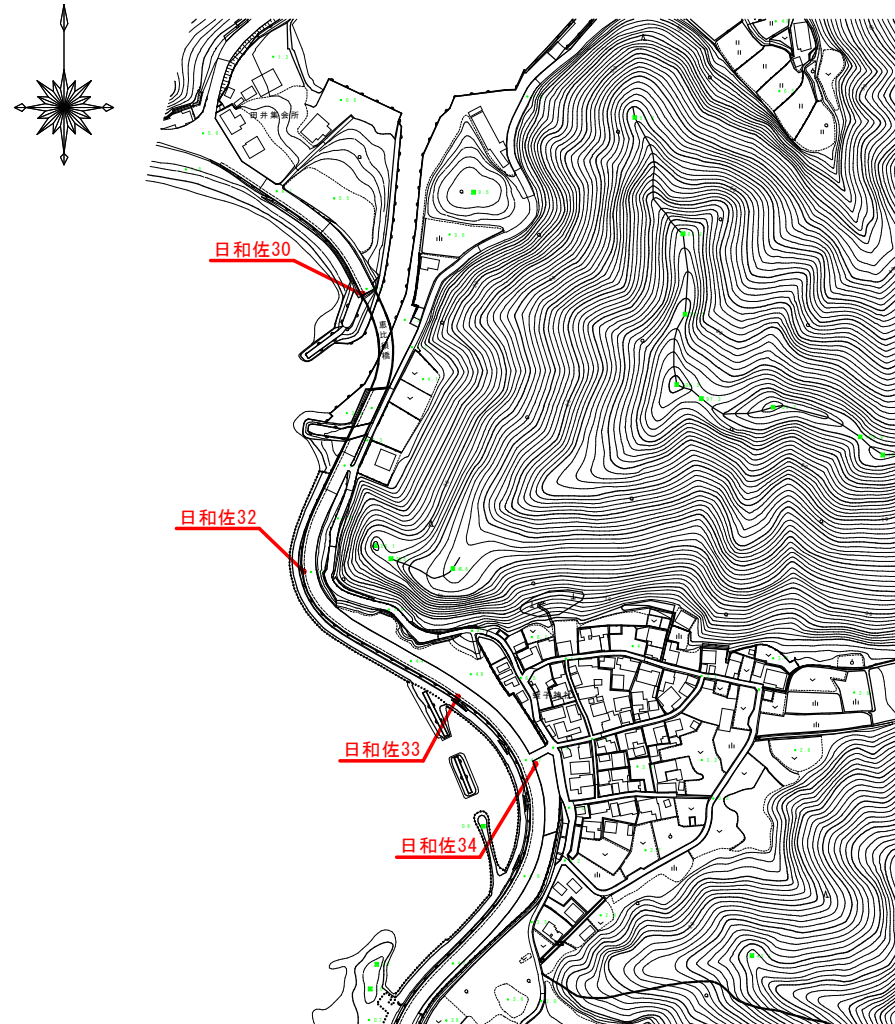

照明灯詳細図 S=1:30

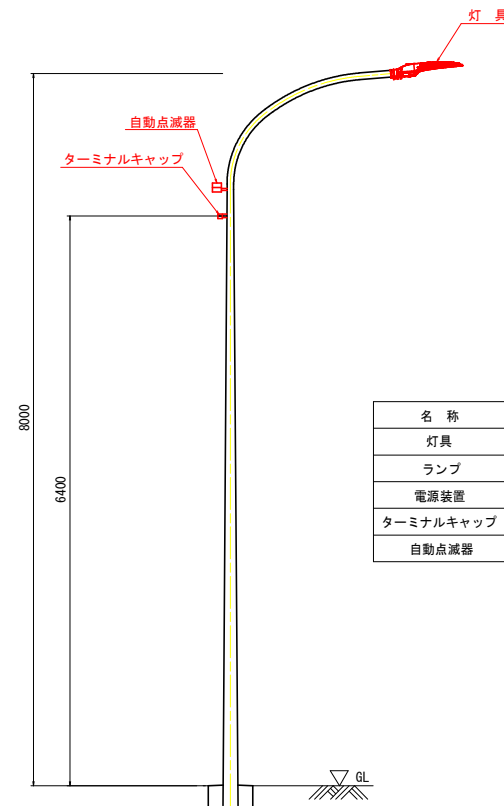

1.0基当り			
名称	形状・寸法	数量	備考
灯具	LED道路照明灯具 (KCE050-2)	1 基	
ランプ	平均路面輝度0.5cd/m2		
電源装置			
ターミナルキャップ	G28	1 個	引込用 (独立式のみ)
自動点滅器	プラグイン式 200V 6A	1 組	

当初設計図面

工事名	R 8 波土 日和佐港 (恵比須浜地区) 美波・恵比須浜 照明灯工事		
路線名等	日和佐港 (恵比須浜地区)		
工事箇所	海部郡美波町恵比須浜		
図面名	施工詳細図		
縮尺	図示	図面番号	1 / 1
会社名			
事業者名	徳島県美波県土整備事務所		