



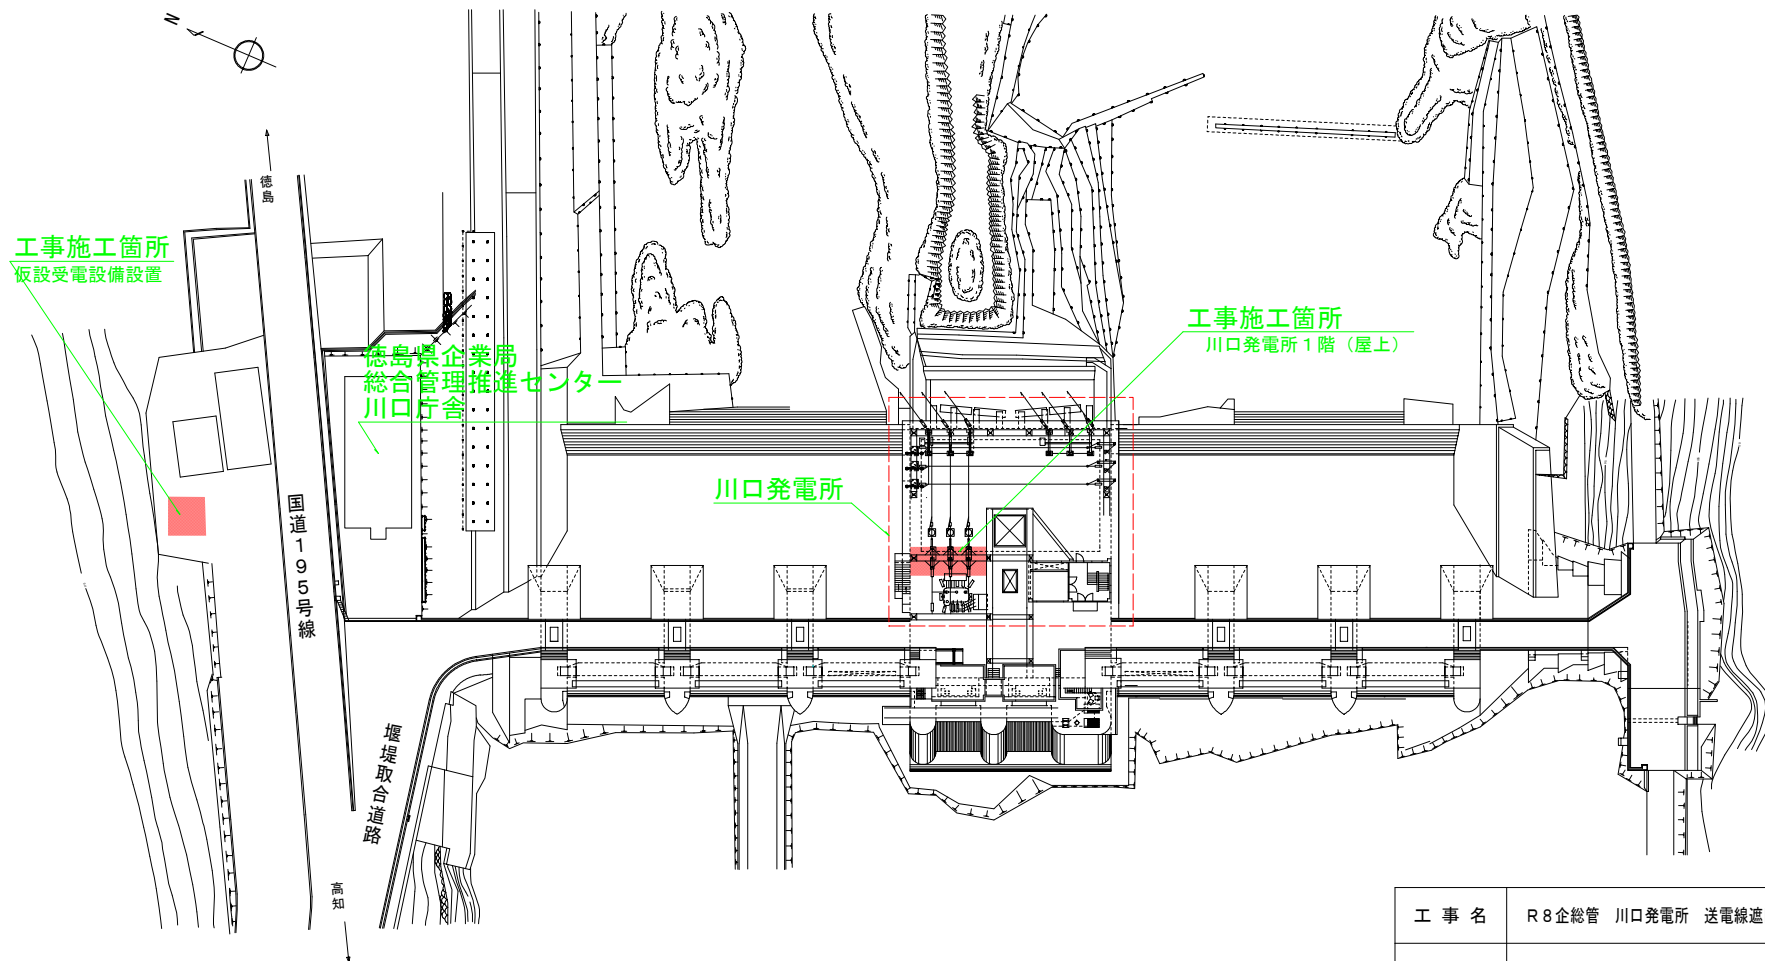

工 事 名	R8企総管 川口発電所 送電線遮断器取替工事（一部債務負担）		
路線名等	—		
工事箇所	那賀郡那賀町吉野		
図 面 名	川口ダム平面図		
縮 尺	—	図面番号	1 / 10
事業者名	徳島県企業局		


屋上 平面図 (EL. 97.000)

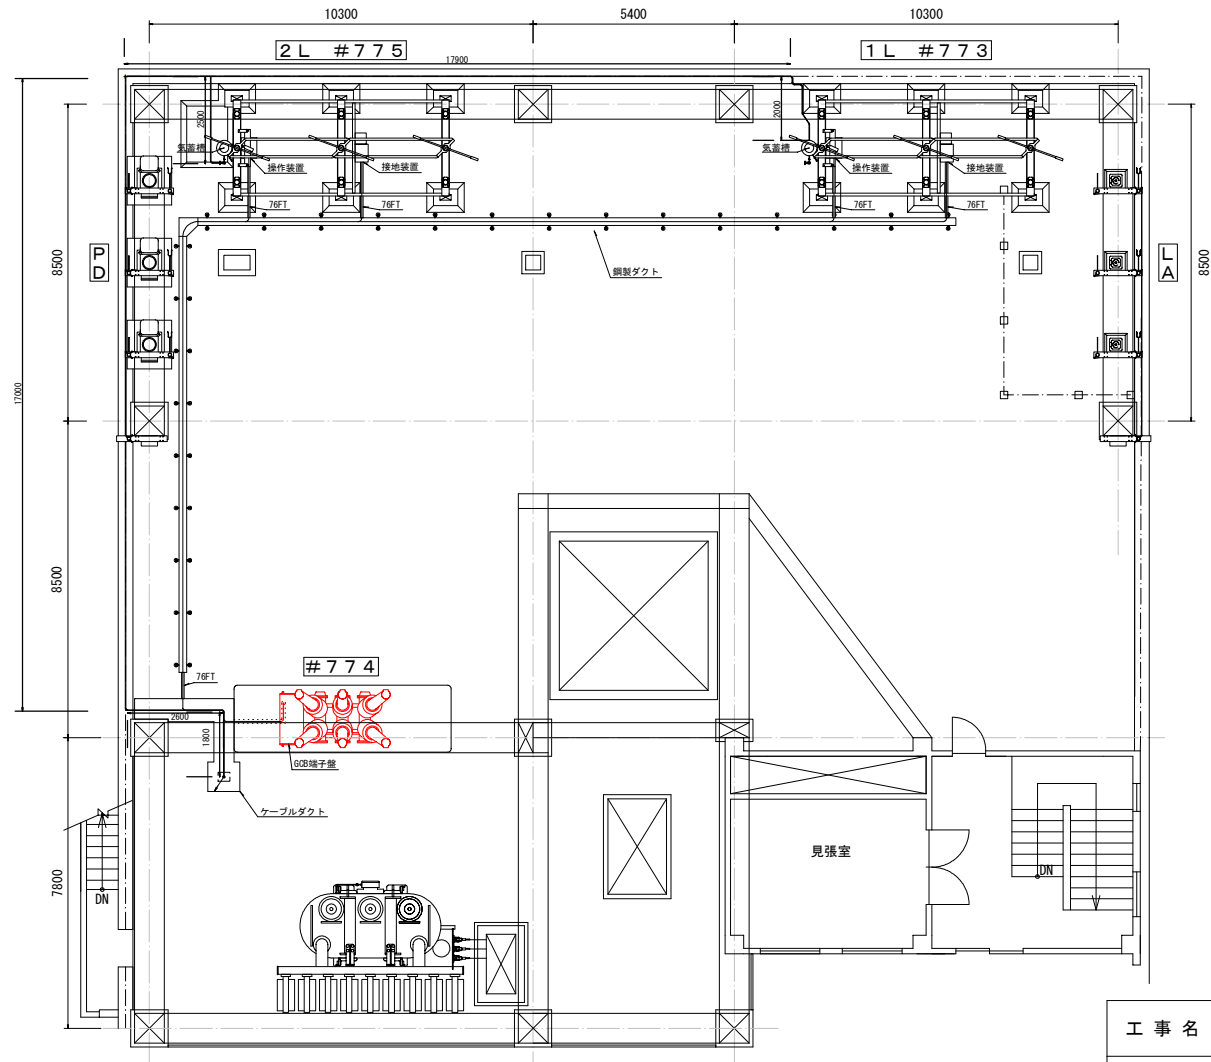

〈凡 例〉

— : 取替対象機器

工 事 名	R8企総管 川口発電所 送電線遮断器取替工事（一部債務負担）		
路線名等	—		
工事箇所	那賀郡那賀町吉野		
図 面 名	川口発電所 1 階（屋上）平面図		
縮 尺	—	図面番号	2 / 10
事業者名	徳島県企業局		

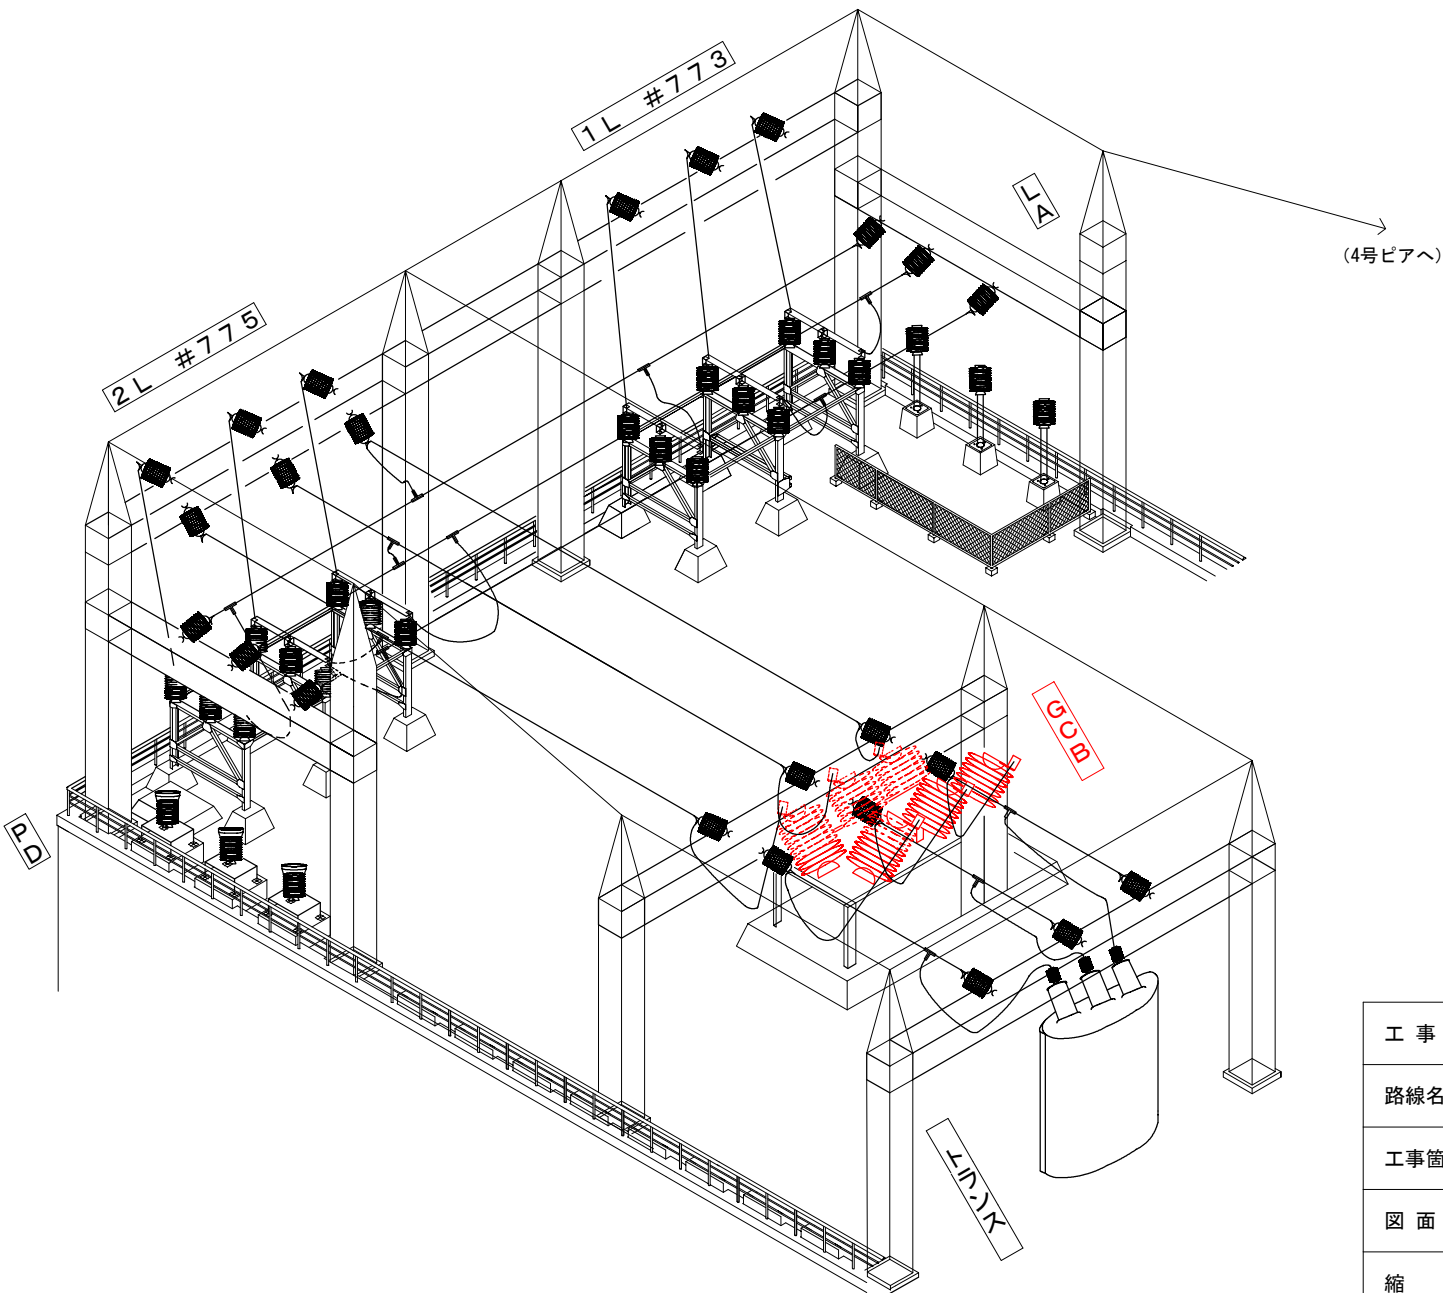


〈凡 例〉

図	名 称
	Uボルト、直角クレビスリング（短／長）、 長幹がよいし、一枚リンク、耐張クランプ
	T型クランプ
	硬銅より線
	硬銅より線（架空地線）


取替対象機器

	G C B（ガス遮断器）
--	--------------

工 事 名	R 8 企総管 川口発電所 送電線遮断器取替工事（一部債務負担）		
路線名等	—		
工事箇所	那賀郡那賀町吉野		
図 面 名	川口発電所 1 階（屋上）平面図（アイソメ）		
縮 尺	—	図面番号	3 / 1 0
事業者名	徳島県企業局		

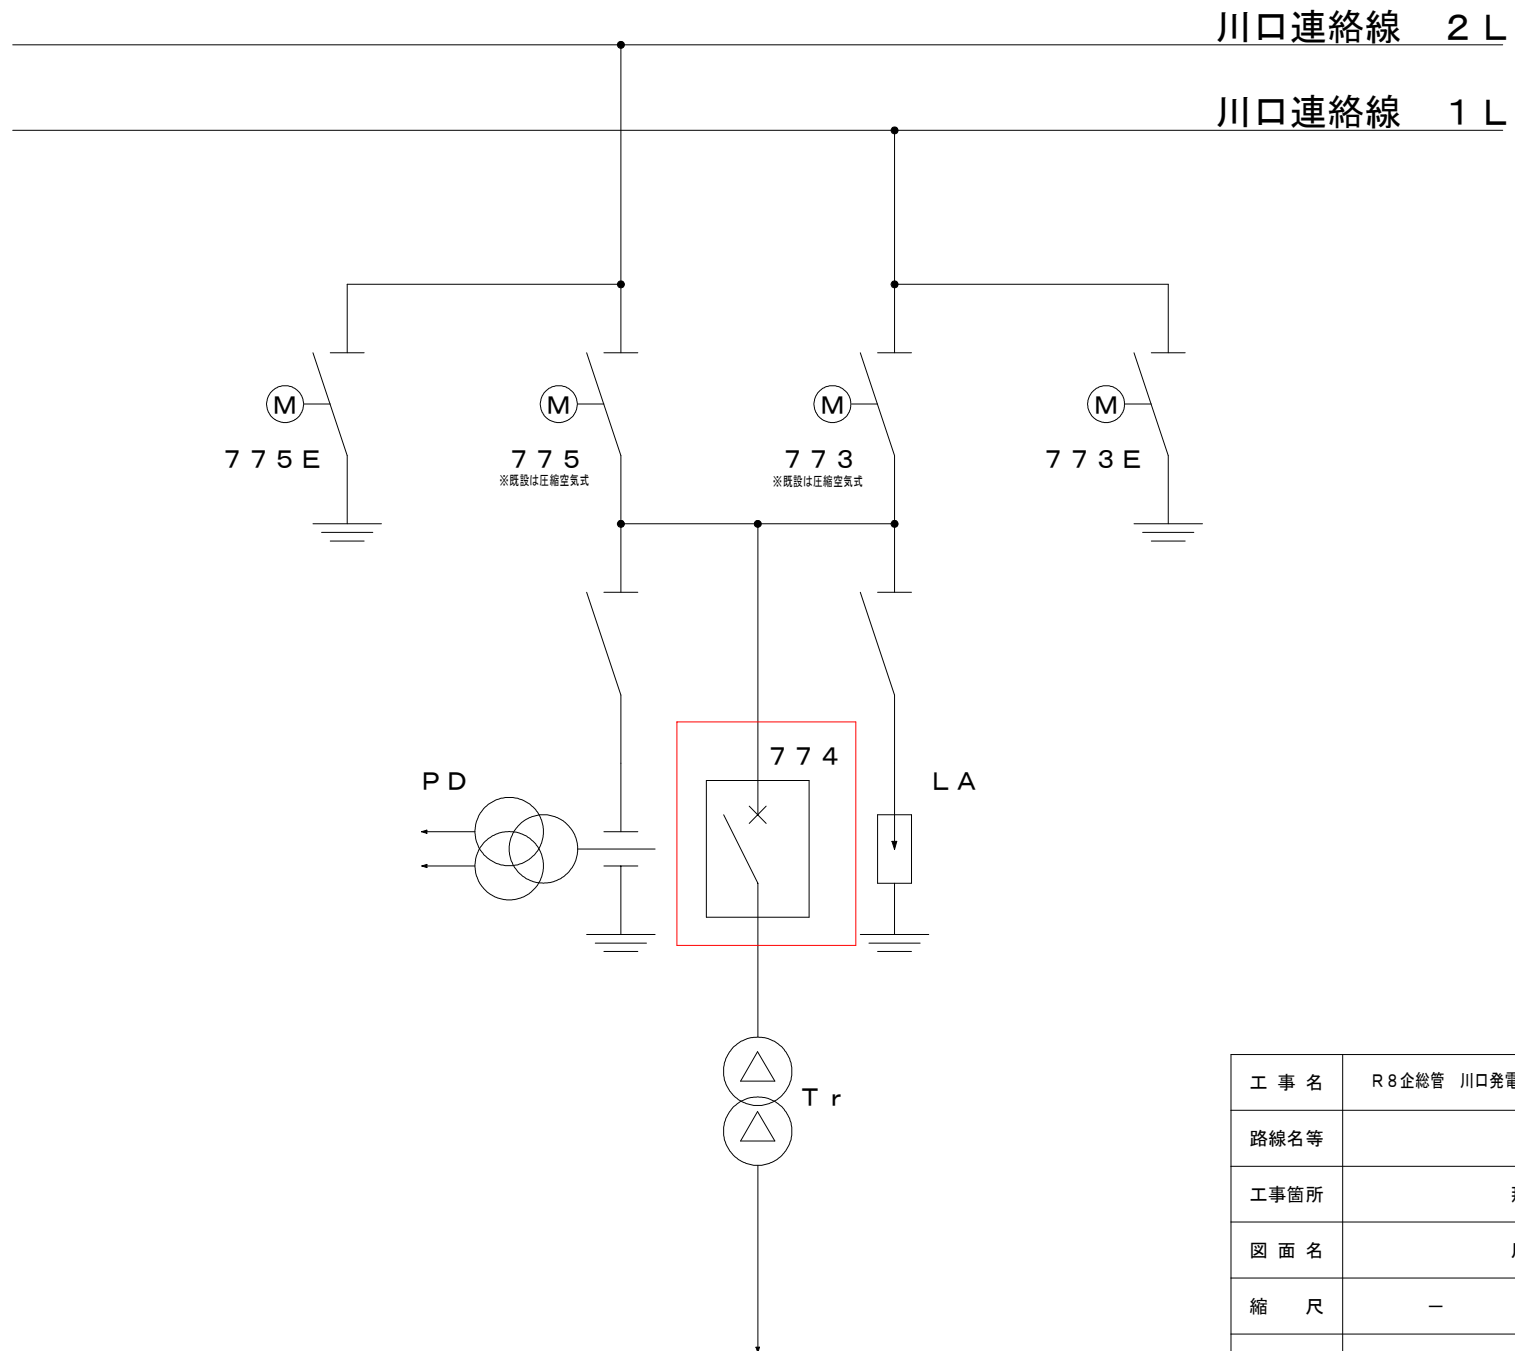


工 事 名	R 8 企総管 川口発電所 送電線遮断器取替工事（一部債務負担）		
路線名等	—		
工事箇所	那賀郡那賀町吉野		
図 面 名	川口発電所系統図		
縮 尺	—	図面番号	4 / 1 0
事業者名	徳島県企業局		

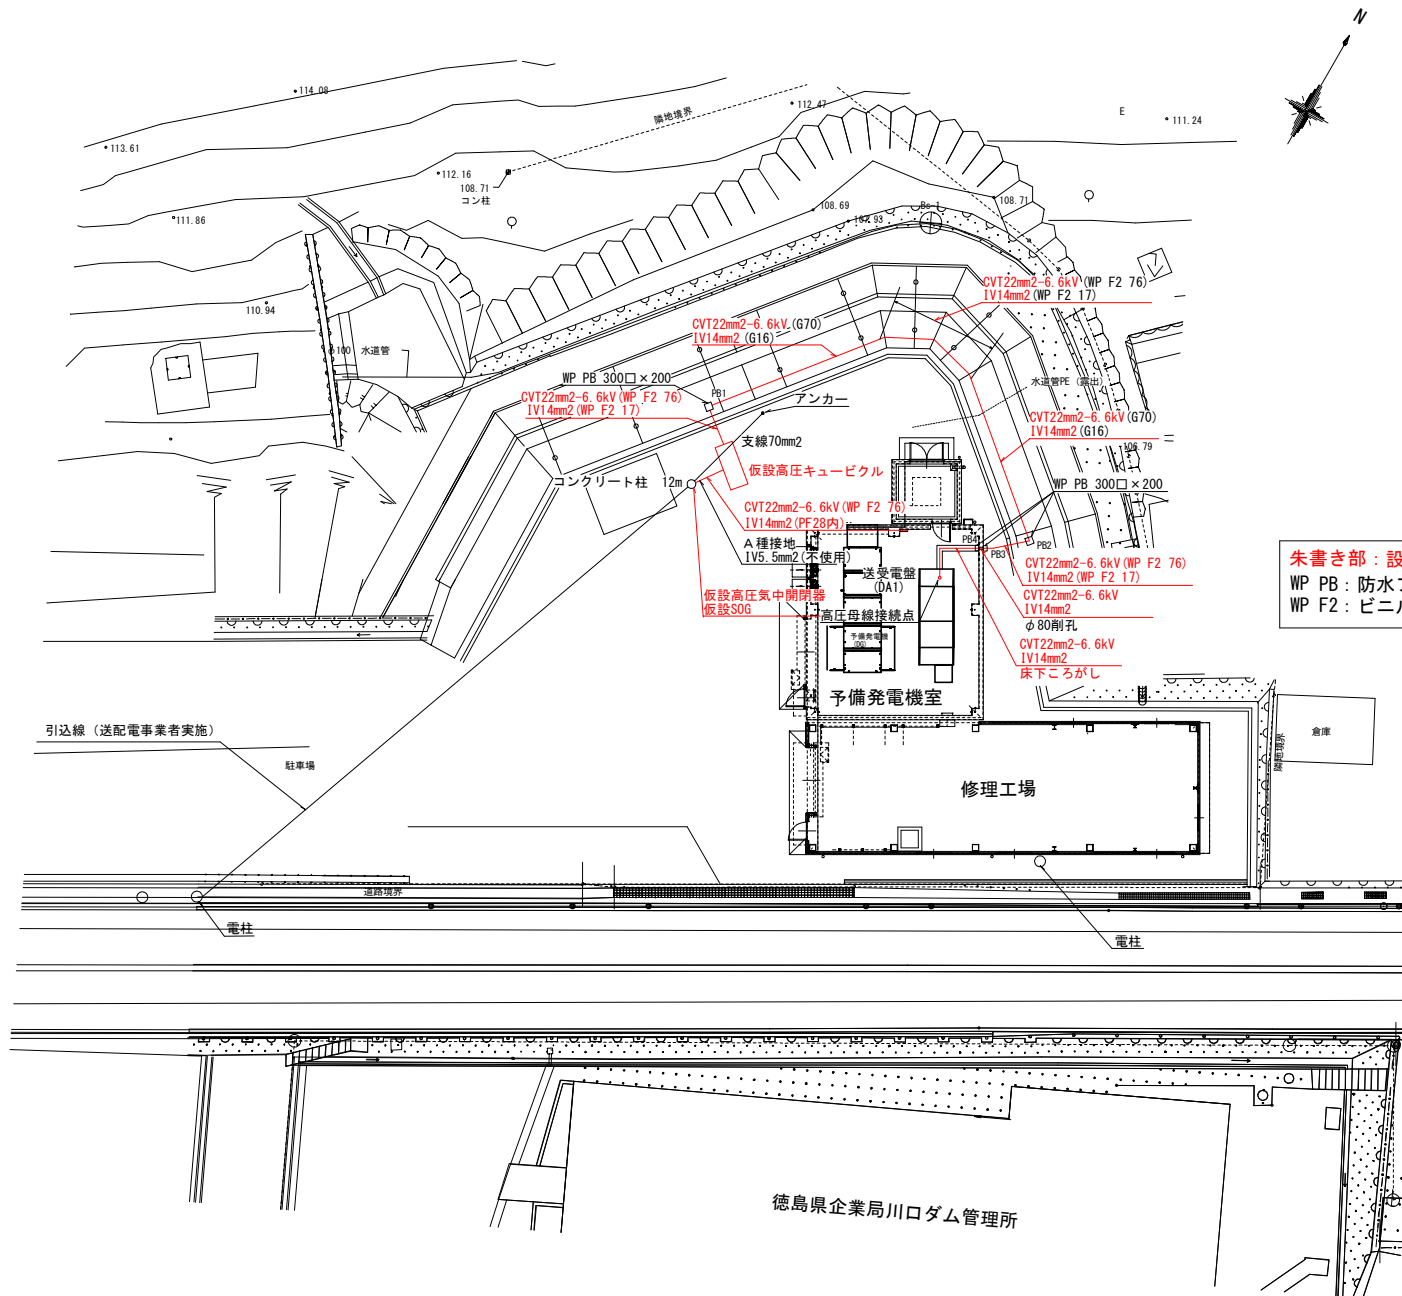

朱書き部：設置、撤去対象
WP PB：防水プルボックス
WP F2：ビニル被覆金属製可とう電線管


工 事 名	R 8 企総管 川口発電所 送電線遮断器取替工事（一部債務負担）		
路線名等	—		
工事箇所	那賀郡那賀町吉野		
図 面 名	仮設受電設備周辺 平面図		
縮 尺	—	図面番号	5 / 1 0
事業者名	徳島県企業局		

高圧配電系統

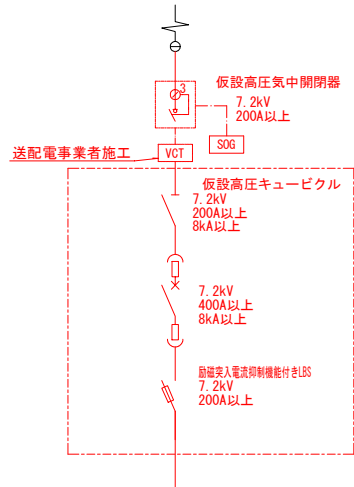

朱書き部：設置、撤去対象

高圧母線接続点

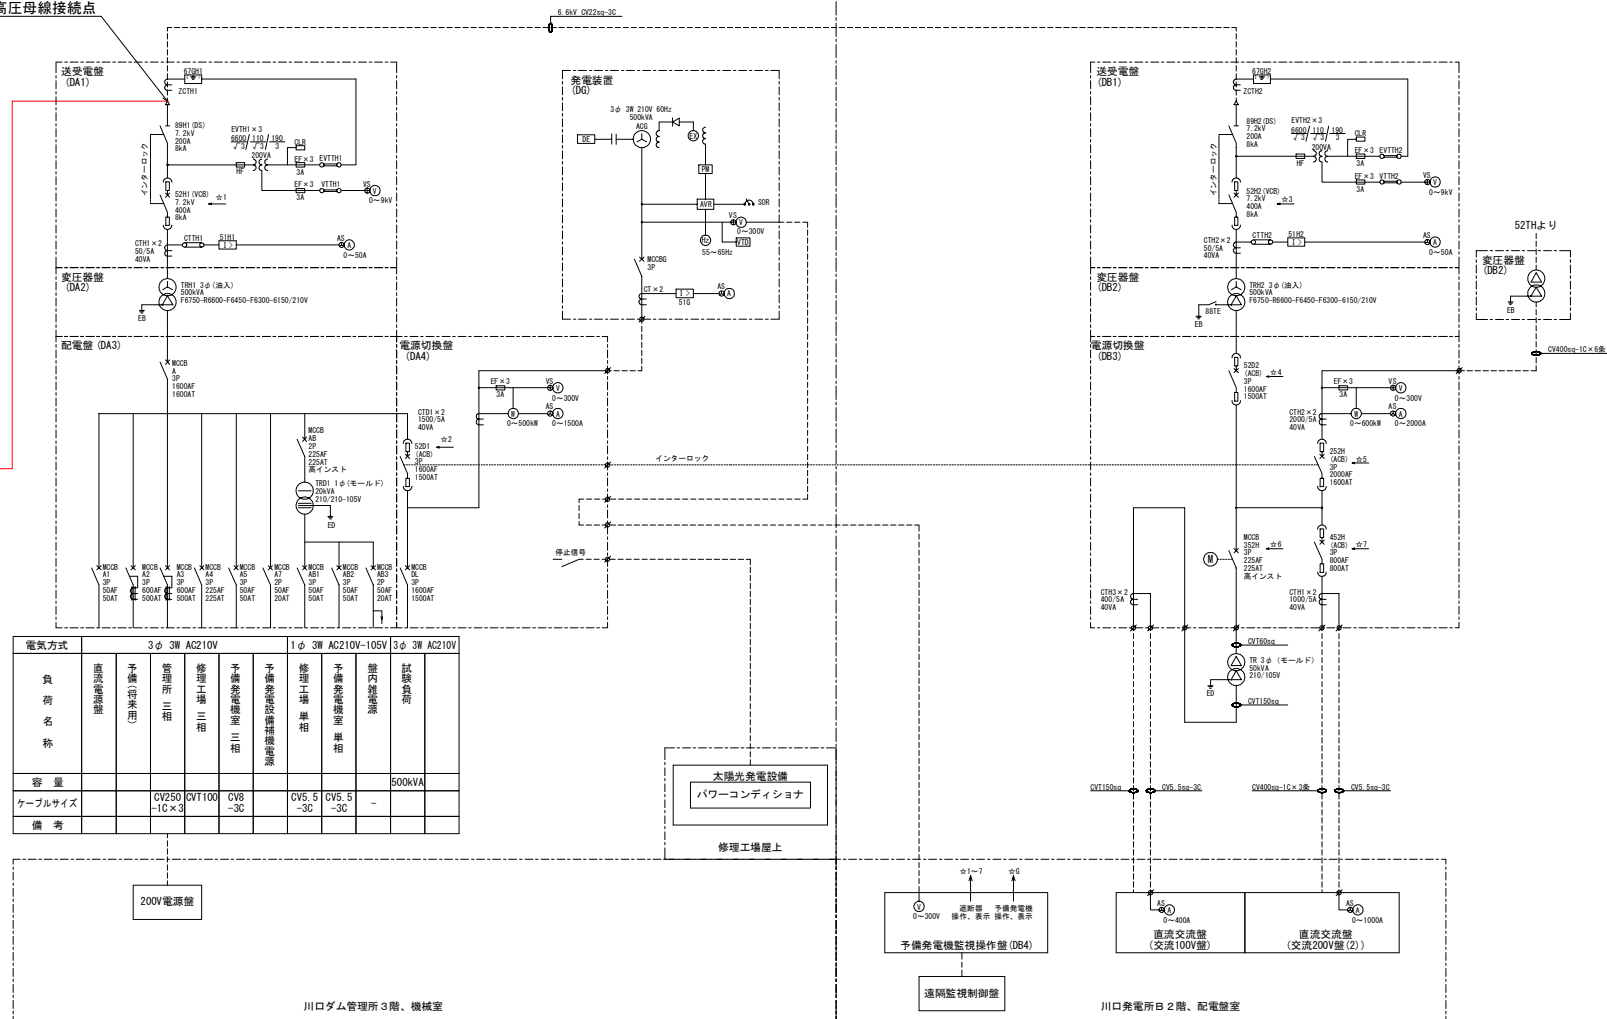

電気方式		3φ 3W AC210V				1φ 3W AC210V-105V				3φ 3W AC210V			
負荷名称	直流電源装置	予備(将来用)	管理所 三相	修理工場 三相	予備発電機室 三相	予備発電設備補機電源	修理工場 単相	予備発電機室 単相	管内配電器	試験負荷			
容量													
ケーブルサイズ			CV250 -1C×3	CV1100	CV8 -3C		CV5.5 -3C	CV5.5 -3C					
備考													

200V電源壁

川口ダム管理所3階、機械室

太陽光発電設備
パワーコンディショナ

修理工場壁上



予備発電機監視制御壁 (DB4)
遮断部 予備発電機
操作、表示 操作、表示

遮断監視制御壁


直流交流壁
(交流100V壁) 直流交流壁
(交流200V壁(2))

川口発電所B2階、配電壁室

工事名	R8企総管 川口発電所 送電線遮断器取替工事 (一部債務負担)		
路線名等	—		
工事箇所	那賀郡那賀町吉野		
図面名	仮設受電設備設置単線結線図		
縮尺	—	図面番号	7 / 10
事業者名	徳島県企業局		

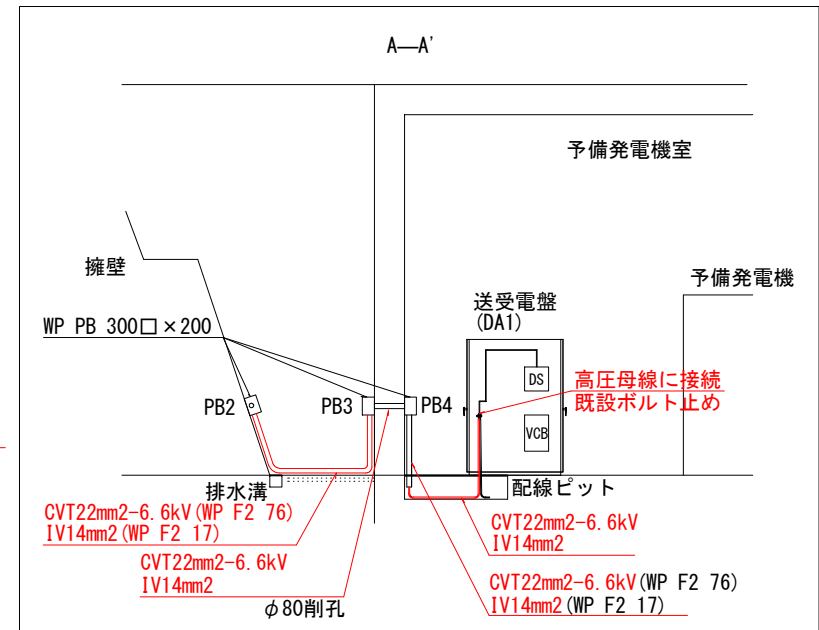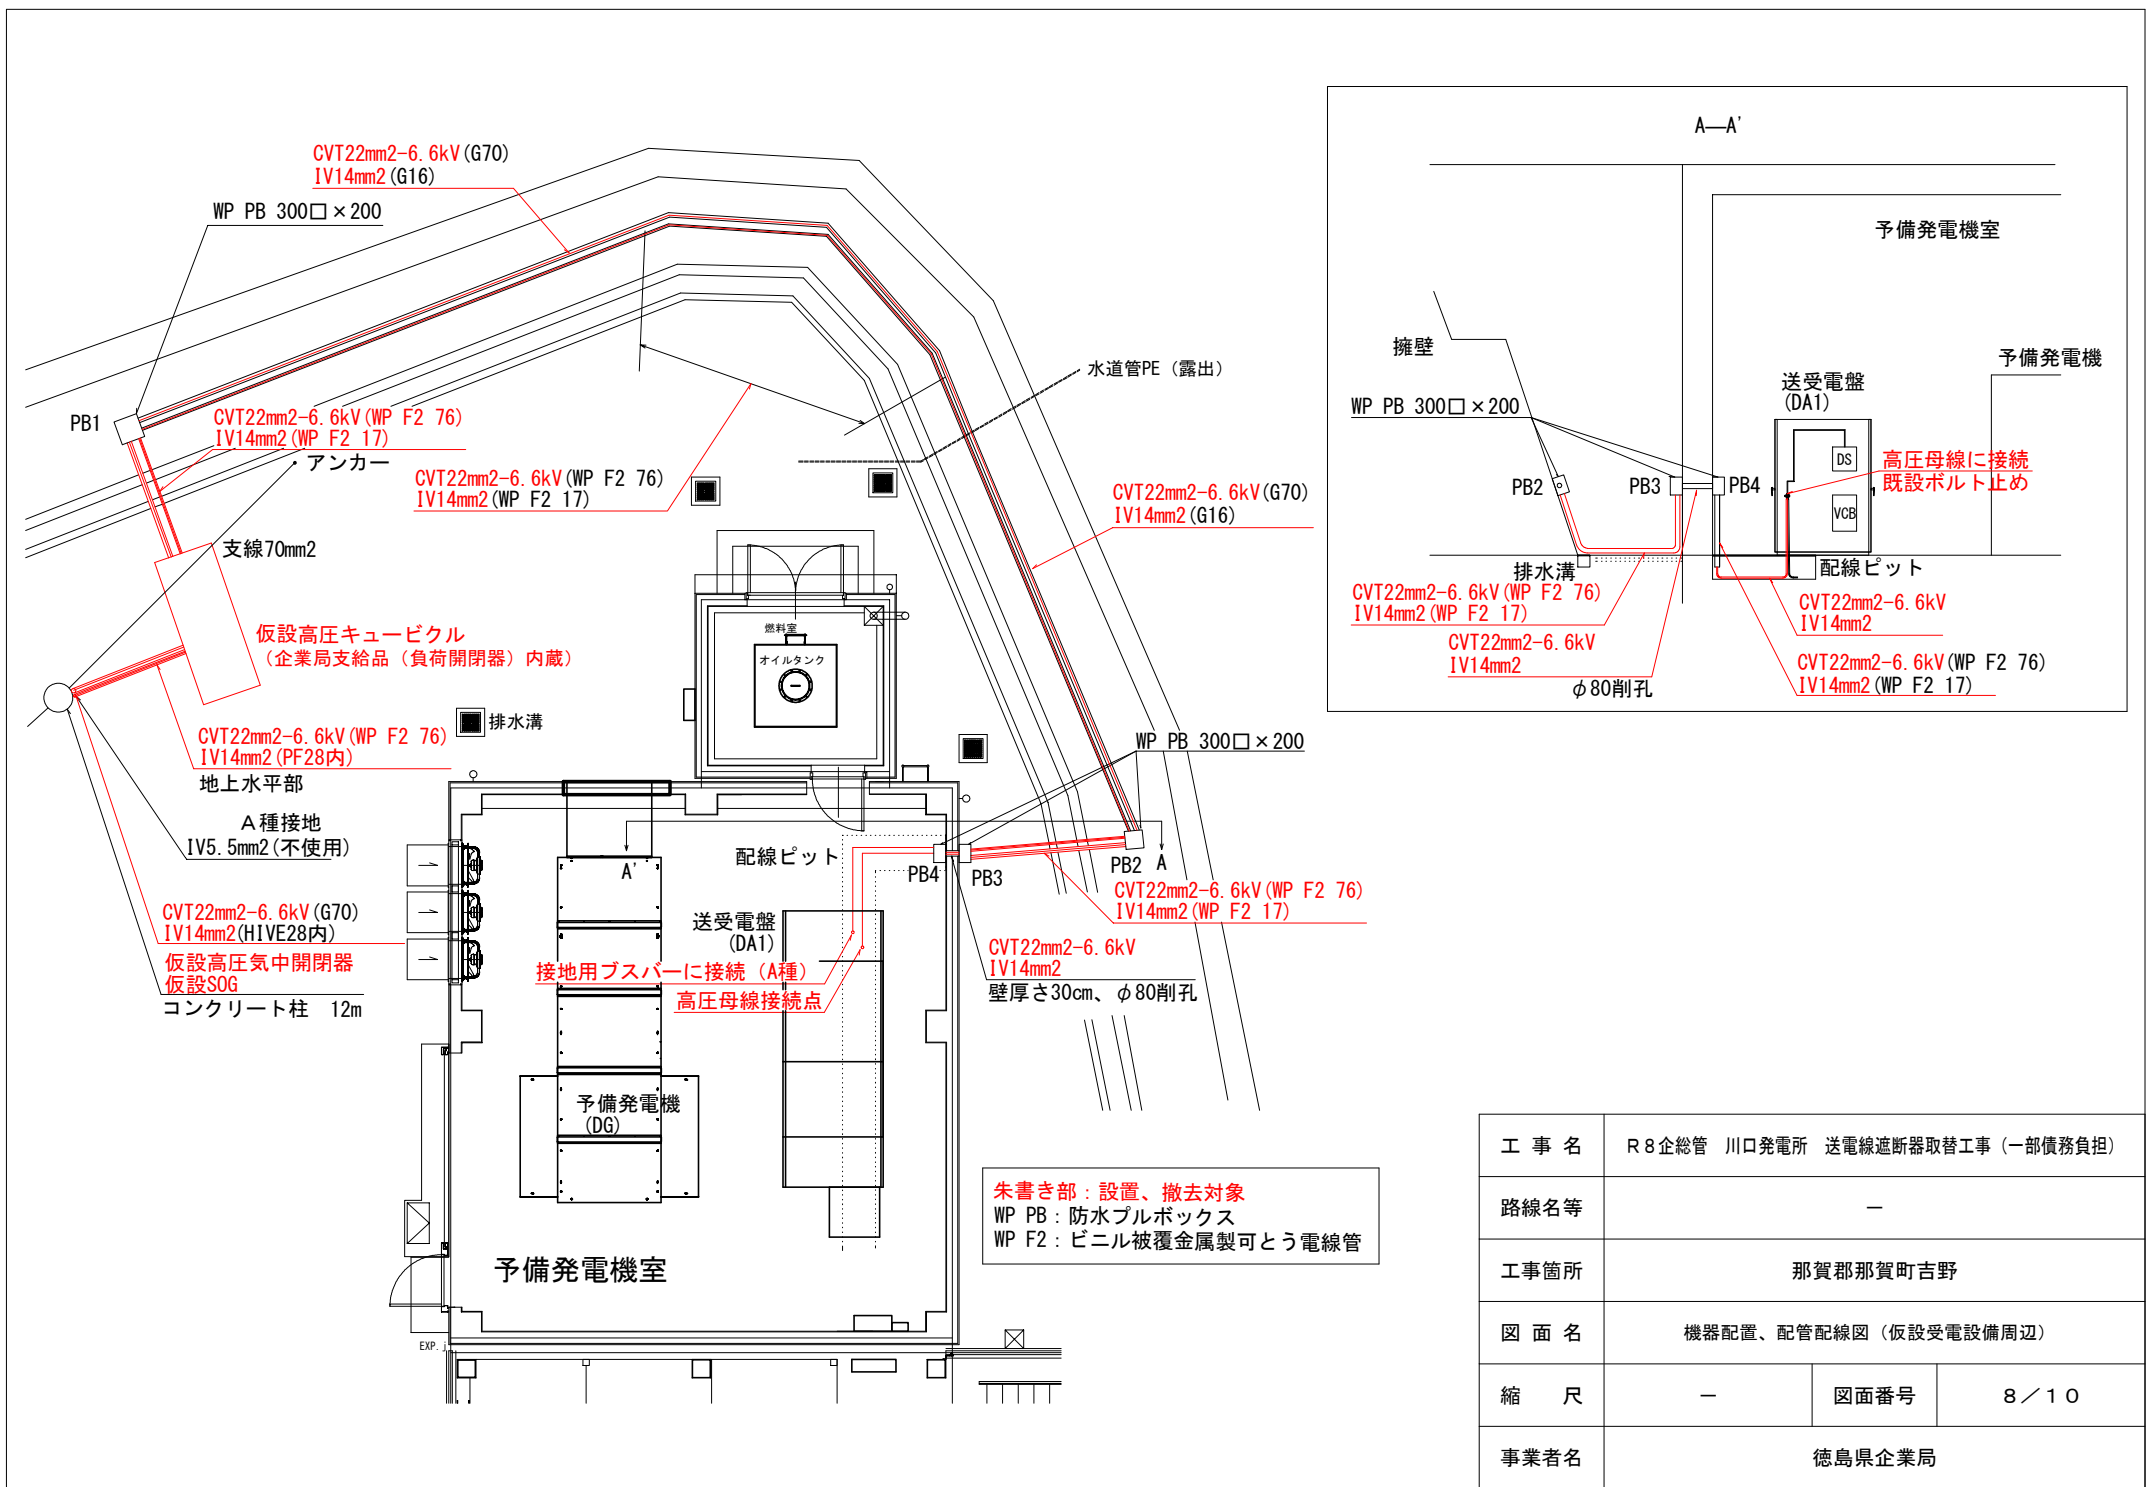

工 事 名	R 8 企総管 川口発電所 送電線遮断器取替工事 (一部債務負担)		
路線名等	—		
工事箇所	那賀郡那賀町吉野		
図 面 名	機器配置、配管配線図 (仮設受電設備周辺)		
縮 尺	—	図面番号	8 / 1 0
事業者名	徳島県企業局		

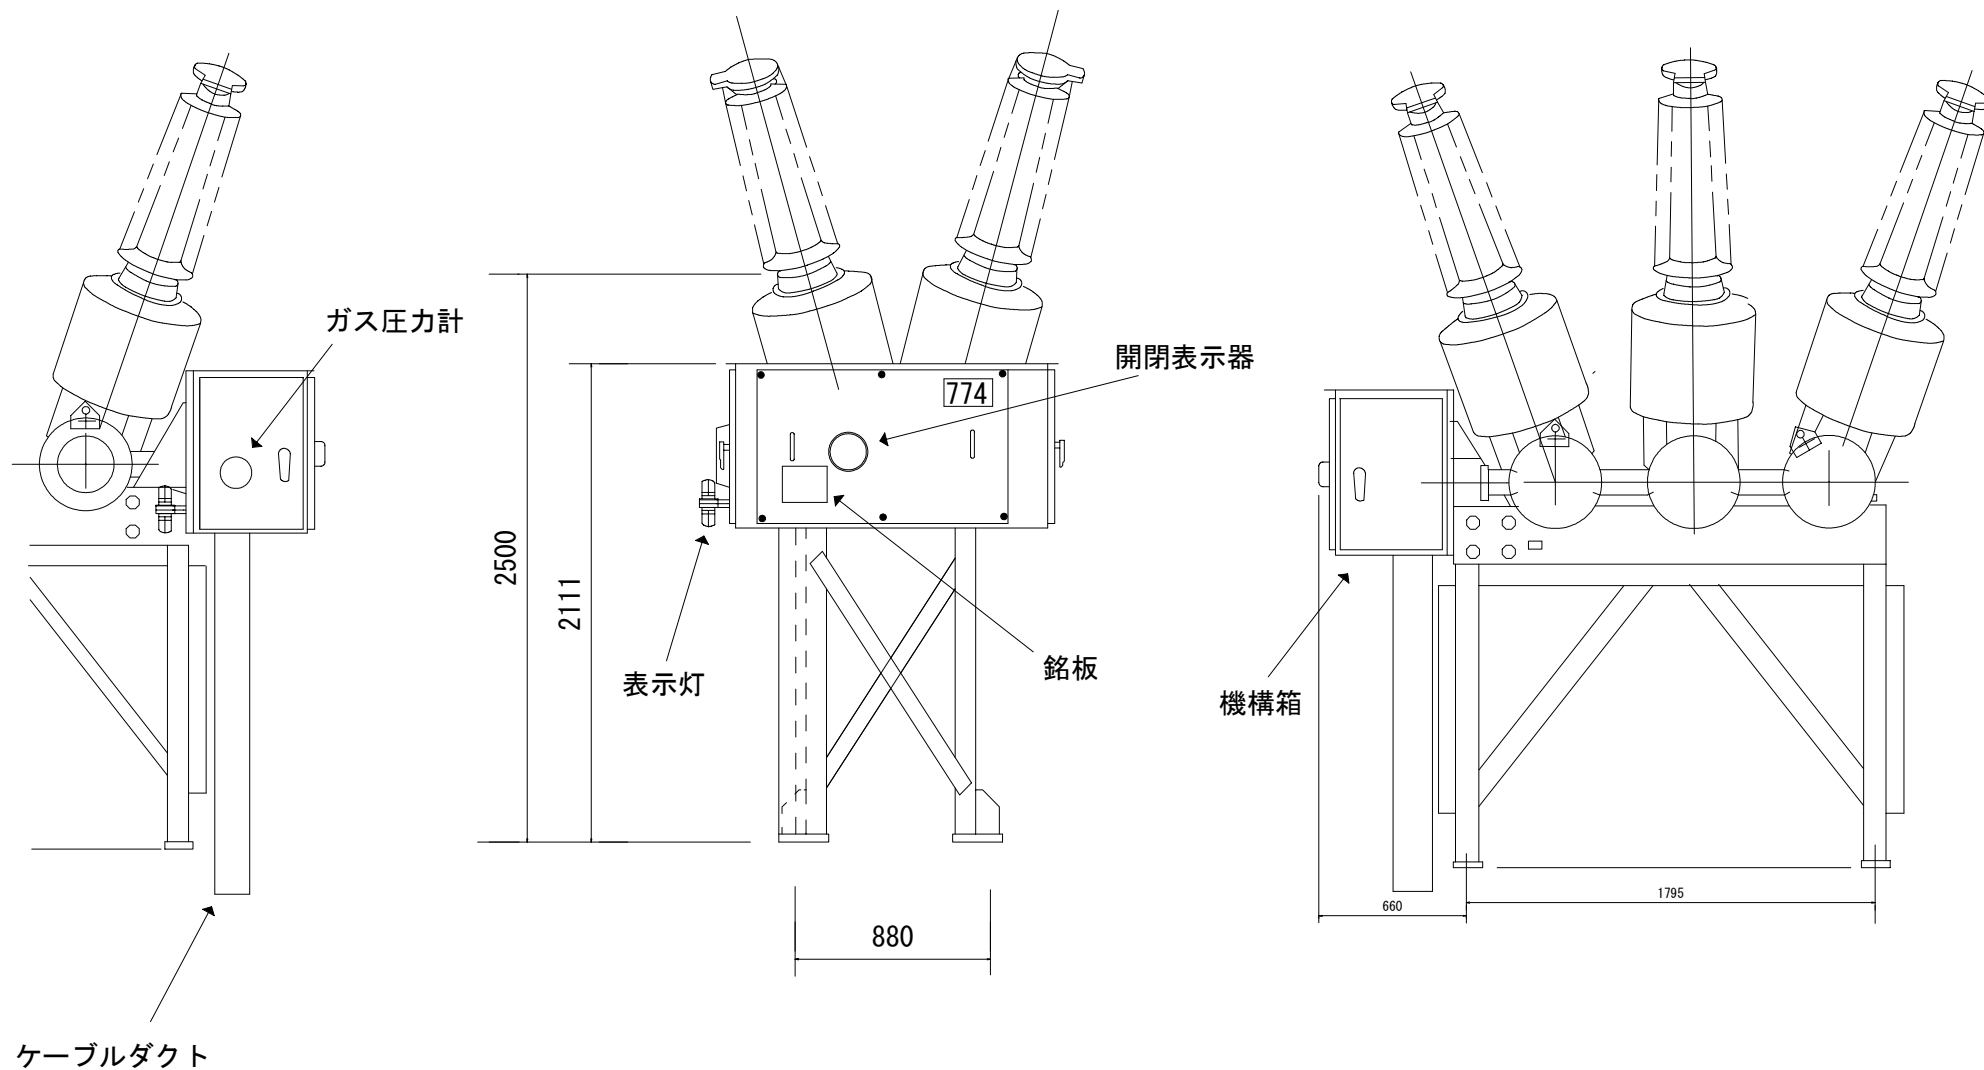

工 事 名	R 8 企総管 川口発電所 送電線遮断器取替工事（一部債務負担）		
路線名等	—		
工事箇所	那賀郡那賀町吉野		
図 面 名	（参考図）既設ガス遮断器 外形図		
縮 尺	—	図面番号	10 / 10
事業者名	徳島県企業局		