

計画平面図1 S=1:500

子ども広場1

LED照明灯 N=7基

【配線リスト】

番号	ケーブル	電線管	系統
①	EM-CE3.5sq-2C(新設)	FEP30(流用)	A
	EM-CE5.5sq-2C(新設)	FEP30(流用)	B
	EM-CE3.5sq-2C(新設)	FEP30(流用)	C
	EM-CE3.5sq-2C(新設)	FEP30(流用)	D
	EM-CE3.5sq-2C(新設)	FEP30(流用)	E
	EM-CE3.5sq-2C(新設)	FEP30(流用)	F
②	EM-CE3.5sq-2C(新設)	FEP30(流用)	A
	EM-CE5.5sq-2C(新設)	FEP30(流用)	B
	EM-CE3.5sq-2C(新設)	FEP30(流用)	C
	EM-CE3.5sq-2C(新設)	FEP30(流用)	D
	EM-CE3.5sq-2C(新設)	FEP30(流用)	E
③	EM-CE3.5sq-2C(新設)	FEP30(流用)	A
	EM-CE5.5sq-2C(新設)	FEP30(流用)	B
	EM-CE3.5sq-2C(新設)	FEP30(流用)	D
	EM-CE3.5sq-2C(新設)	FEP30(流用)	E
④	EM-CE3.5sq-2C(新設)	FEP30(流用)	A
	EM-CE5.5sq-2C(新設)	FEP30(流用)	B
	EM-CE3.5sq-2C(新設)	FEP30(流用)	E
⑤	EM-CE5.5sq-2C(新設)	FEP30(流用)	B
⑥	EM-CE3.5sq-2C(新設)	FEP30(流用)	E
	EM-CE3.5sq-2C(新設)	FEP30(流用)	A
	EM-CE3.5sq-2C(新設)	FEP30(流用)	F
⑦	EM-CE3.5sq-2C(新設)	FEP30(流用)	F
⑧	EM-CE3.5sq-2C(新設)	FEP30(流用)	C
⑨	EM-CE3.5sq-2C(新設)	FEP30(流用)	D
⑩	EM-CE5.5sq-2C(新設)	FEP30(流用)	B
⑪	EM-CE3.5sq-2C(新設)	FEP30(流用)	E
⑫	EM-CE3.5sq-2C(新設)	FEP30(新設)	F
	EM-CE3.5sq-2C(新設)	FEP30(流用)	F
⑬	EM-CE3.5sq-2C(新設)	FEP30(新設)	D
⑭	EM-CE3.5sq-2C(新設)	FEP30(流用)	D
	EM-CE3.5sq-2C(新設)	FEP30(新設)	A
⑮	EM-CE3.5sq-2C(新設)	FEP30(新設)	F
⑯	EM-CE5.5sq-2C(新設)	FEP30(新設)	B
⑰	EM-CE3.5sq-2C(新設)	FEP30(新設)	C
⑱	EM-CE3.5sq-2C(新設)	FEP30(新設)	D
⑲	EM-CE3.5sq-2C(新設)	FEP30(新設)	E
⑳	EM-CE3.5sq-2C×2(新設)	FEP30(流用)	A

※1 直線接続材 FEP30用×1. FEP30+0.5mとする。
※2 直線接続材 FEP30用×2. FEP30+1.0mとする。

子供広場2参照

ストリート
アスレチック広場




計画平面図2

S=1:500

LED照明灯 N=7基


子ども広場1

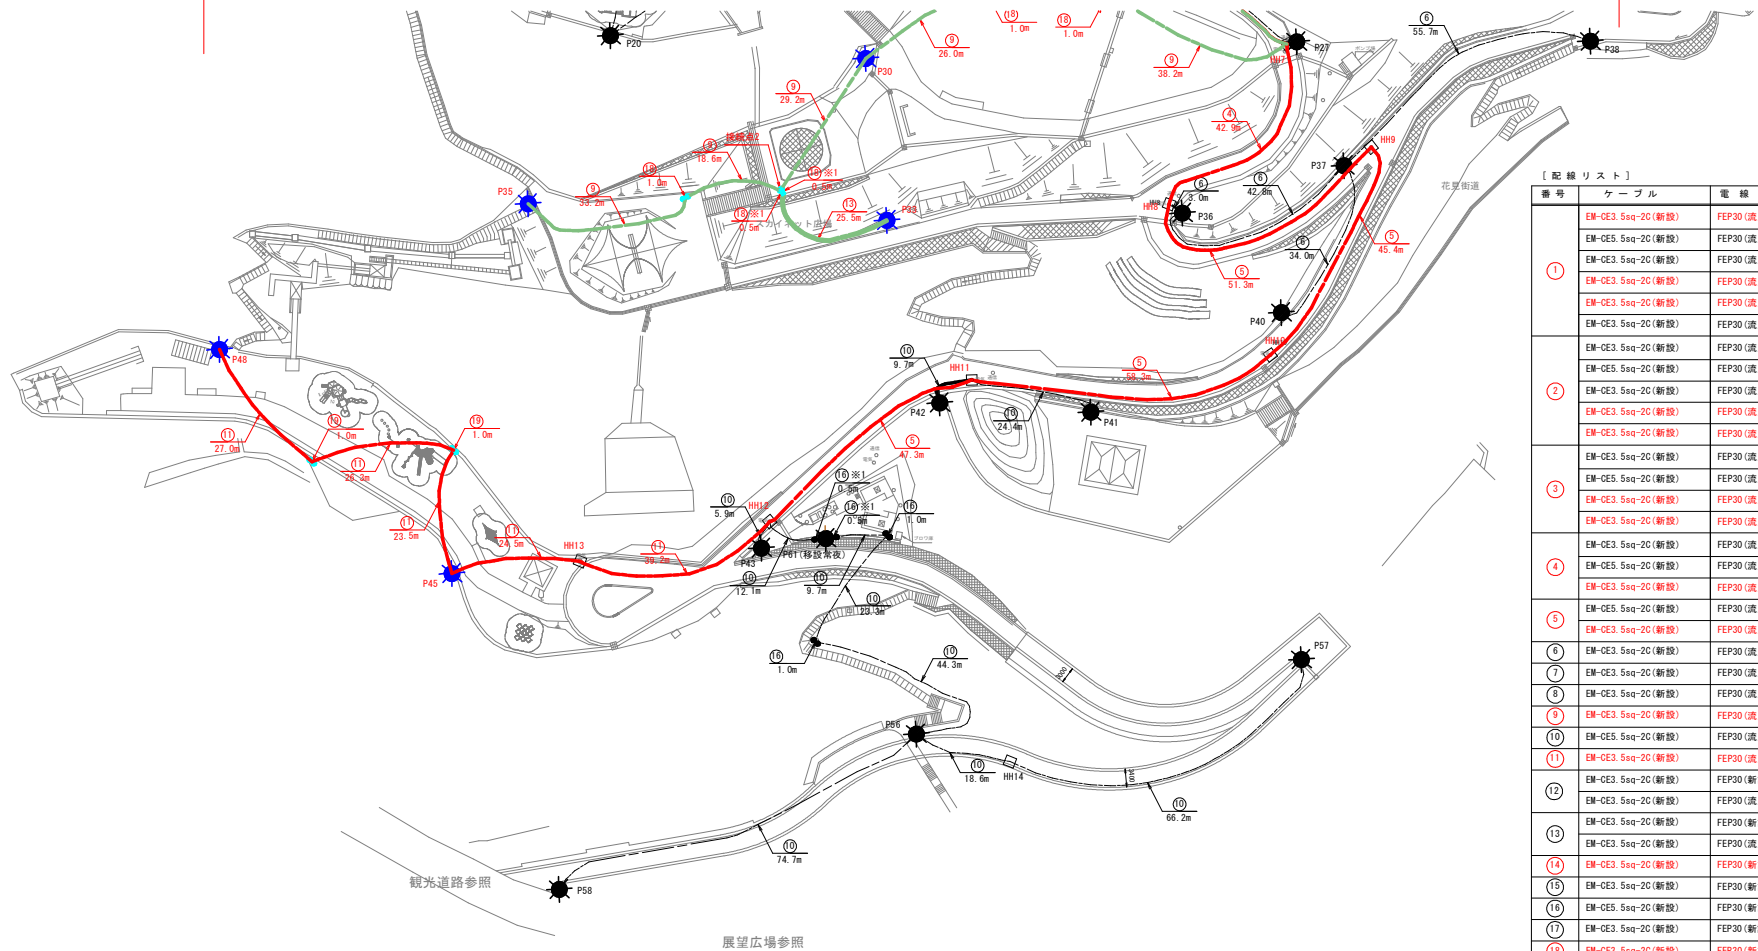

【配線リスト】

番号	ケーブル	電線管	系統
①	EM-CE3.5sq-20(新設)	FEP30(流用)	A
	EM-GE5.5sq-20(新設)	FEP30(流用)	B
	EM-CE3.5sq-20(新設)	FEP30(流用)	C
	EM-CE3.5sq-20(新設)	FEP30(流用)	D
	EM-CE3.5sq-20(新設)	FEP30(流用)	E
	EM-CE3.5sq-20(新設)	FEP30(流用)	F
②	EM-CE3.5sq-20(新設)	FEP30(流用)	A
	EM-GE5.5sq-20(新設)	FEP30(流用)	B
	EM-CE3.5sq-20(新設)	FEP30(流用)	C
	EM-CE3.5sq-20(新設)	FEP30(流用)	D
	EM-CE3.5sq-20(新設)	FEP30(流用)	E
③	EM-CE3.5sq-20(新設)	FEP30(流用)	A
	EM-GE5.5sq-20(新設)	FEP30(流用)	B
	EM-CE3.5sq-20(新設)	FEP30(流用)	D
	EM-CE3.5sq-20(新設)	FEP30(流用)	E
④	EM-CE3.5sq-20(新設)	FEP30(流用)	A
	EM-GE5.5sq-20(新設)	FEP30(流用)	B
	EM-CE3.5sq-20(新設)	FEP30(流用)	E
	EM-CE3.5sq-20(新設)	FEP30(流用)	E
⑤	EM-CE3.5sq-20(新設)	FEP30(流用)	B
	EM-CE3.5sq-20(新設)	FEP30(流用)	E
⑥	EM-CE3.5sq-20(新設)	FEP30(流用)	A
⑦	EM-CE3.5sq-20(新設)	FEP30(流用)	F
⑧	EM-CE3.5sq-20(新設)	FEP30(流用)	C
⑨	EM-CE3.5sq-20(新設)	FEP30(流用)	D
⑩	EM-GE5.5sq-20(新設)	FEP30(流用)	B
⑪	EM-CE3.5sq-20(新設)	FEP30(流用)	E
⑫	EM-CE3.5sq-20(新設)	FEP30(新設)	F
	EM-CE3.5sq-20(新設)	FEP30(流用)	F
⑬	EM-CE3.5sq-20(新設)	FEP30(新設)	D
	EM-CE3.5sq-20(新設)	FEP30(流用)	D
⑭	EM-CE3.5sq-20(新設)	FEP30(新設)	A
⑮	EM-GE5.5sq-20(新設)	FEP30(新設)	F
⑯	EM-GE5.5sq-20(新設)	FEP30(新設)	B
⑰	EM-CE3.5sq-20(新設)	FEP30(新設)	C
⑱	EM-CE3.5sq-20(新設)	FEP30(新設)	D
⑲	EM-CE3.5sq-20(新設)	FEP30(新設)	E
⑳	EM-CE3.5sq-20×2(新設)	FEP30(流用)	A

 ※1 直接接続材 FEP30用×1、FEP30+0.5mとする。
※2 直接接続材 FEP30用×2、FEP30+1.0mとする。



【凡例】

記号	名称	数量	照明灯具	柱	基礎コンクリート	備考	番号
	照明柱	1	新設	既設流用	既設流用	常夜	P1
	照明柱	1	新設	移設(再使用)	移設(再使用)	常夜	P59
	照明柱	5	新設	既設流用	既設流用	半夜	P30, P33, P35, P45, P48
	照明柱		新設	移設(再使用)	移設(再使用)	半夜	
	分電盤	1				既設流用	S-1
	ハンドホール	13				既設流用	HH1~HH13
	電線管(常夜)					常夜系統A	
						常夜系統B	
						半夜系統C	
	電線管(半夜)					半夜系統D	
						半夜系統E	
						半夜系統F	

※分電盤の立ち上げは、ケーブル2.0mとする。
※照明柱の立ち上げは、ケーブル1.5m、配管1.0mとする。
※配管土工・埋設シートは、片側0.5m控除とする。


※赤字記載および記線着色箇所(本工事対象箇所)

実施設計図面

工事名	R8徳土 日軍大神子広域公園 徳・大徳 照明灯工事(2)		
路線名等	日軍大神子広域公園		
工事箇所	徳島市大原町大神子(第2分割)		
図面名	計画平面図2(子ども広場1)		
縮尺	1:500	図面番号	2 / 7
会社名			
事業名	徳島県土整備事務所		

土工平面図1 S=1:500


子ども広場1

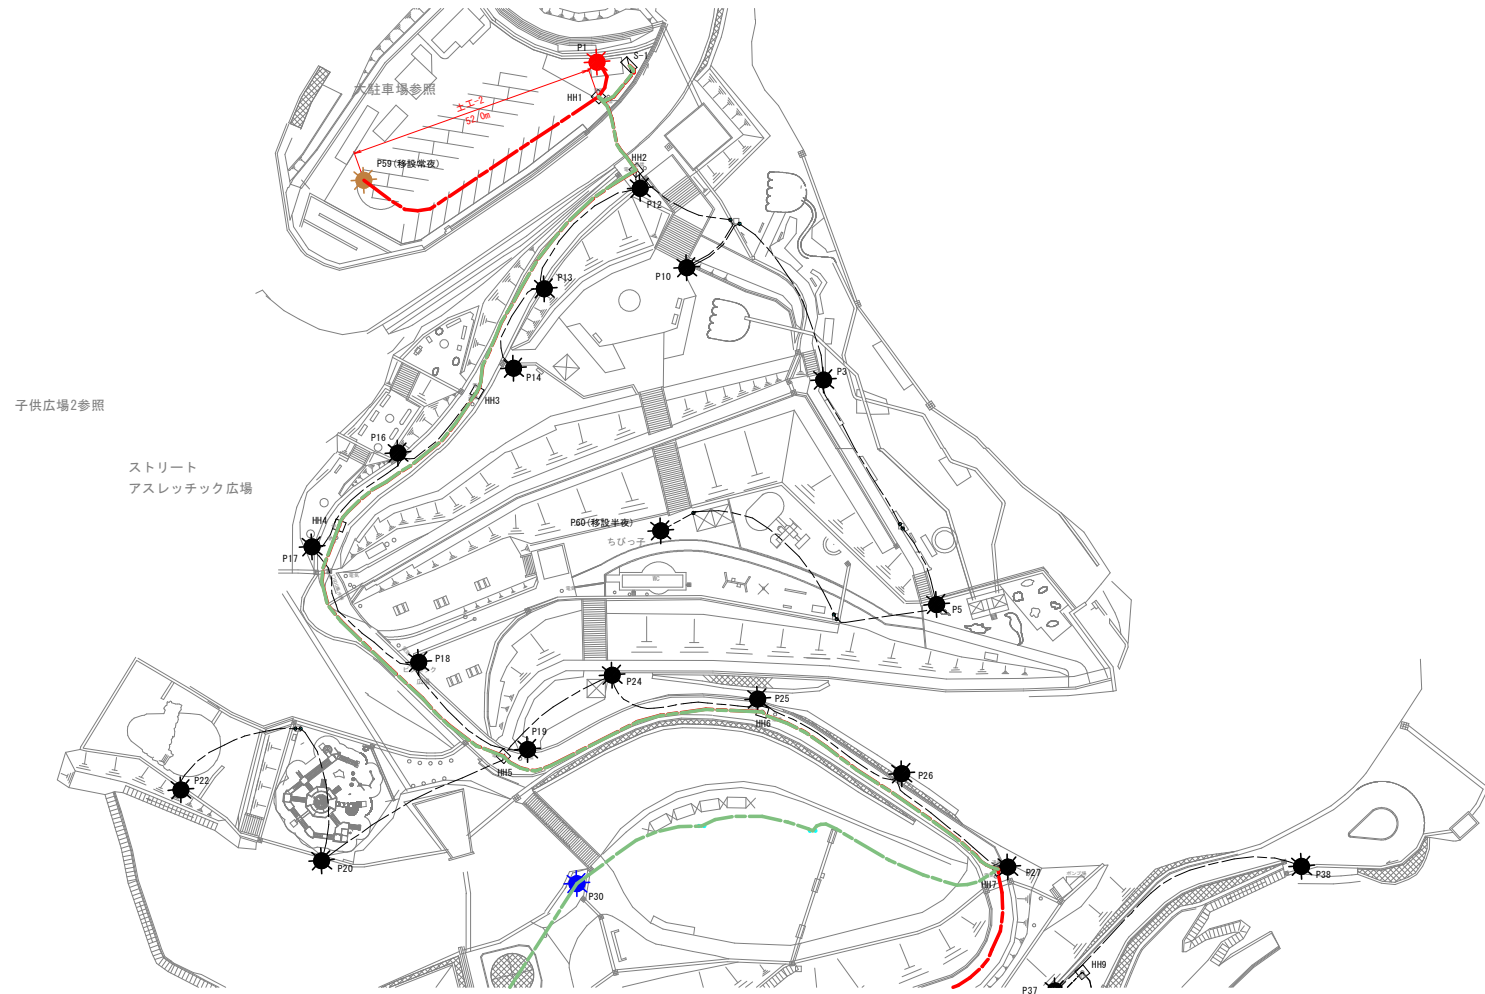

[凡 例]

記 号	名 称	数 量	照明灯具	柱	基礎コンクリート	備 考	番 号
	照明柱	1	新設	既設流用	既設流用	常夜	P1
	照明柱	1	新設	移設(再使用)	移設(再使用)	常夜	P59
	照明柱	5	新設	既設流用	既設流用	半夜	P30, P33, P35, P45, P48
	照明柱		新設	移設(再使用)	移設(再使用)	半夜	
	分電盤	1				既設流用	S-1
	ハンドホール	13				既設流用	HH1~HH13
	電線管(常夜)					常夜系統A	
	電線管(常夜)					常夜系統B	
	電線管(半夜)					半夜系統C	
	電線管(半夜)					半夜系統D	
	電線管(半夜)					半夜系統E	
	電線管(半夜)					半夜系統F	

※分電盤の立ち上げは、ケーブル2.0mとする。
※照明柱の立ち上げは、ケーブル1.5m、配管1.0mとする。
※配管土工・埋設シートは、片側0.5m控除とする。

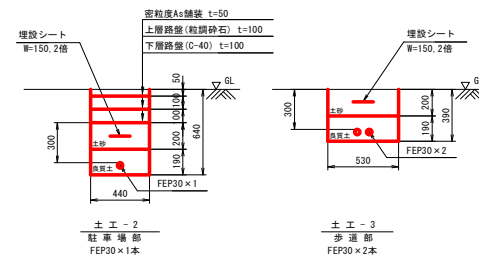


管路縦断面図 S=1:20

実施設計図面	
工 事 名	R 8 徳土 日峯大神子広域公園 徳・大原 照明灯工事 (2)
路 線 名 等	日峯大神子広域公園
工 事 場 所	徳島市大原町大神子 (第2分割)
図 面 名	土工平面図1 (子ども広場1)
縮 尺	図示 図面番号 3 / 7
会 社 名	
事 業 者 名	徳島県土整備事務所

土工平面図2

S=1:500


子ども広場 1

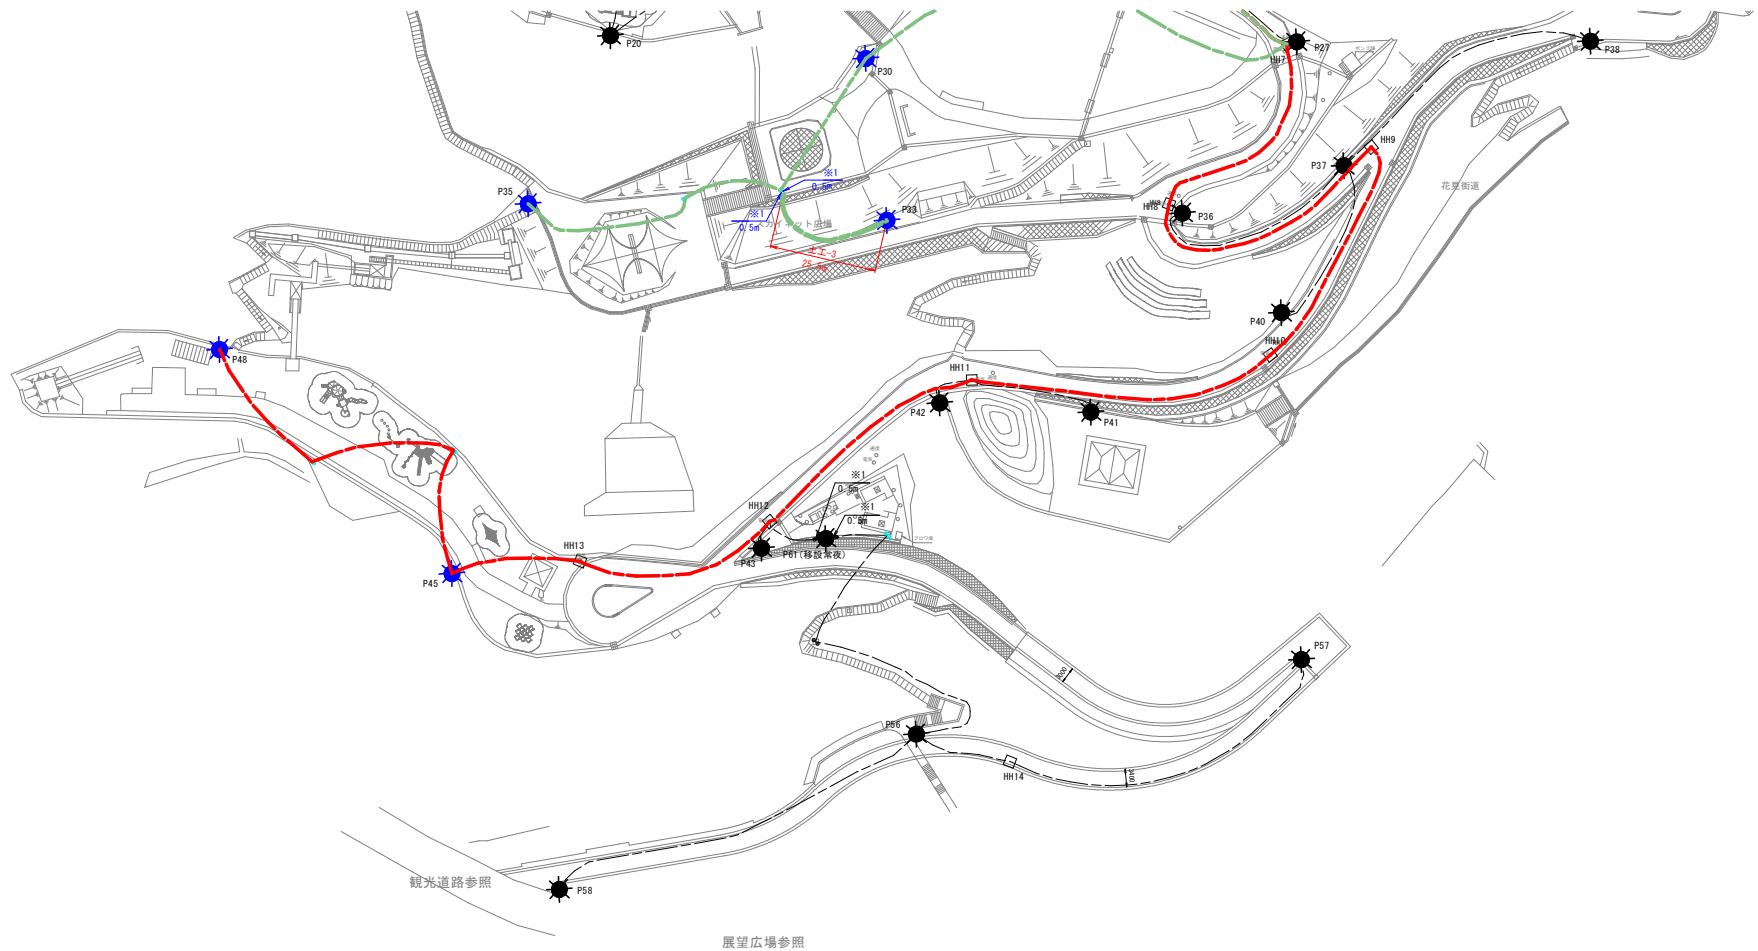

【 凡 例 】

記 号	名 称	数 量	照明灯具	柱	基礎コンクリート	備 考	番 号
	照明柱	1	新設	既設流用	既設流用	常夜	P1
	照明柱	1	新設	移設 (再使用)	移設 (再使用)	常夜	P59
	照明柱	5	新設	既設流用	既設流用	半夜	P30, P33, P35, P45, P48
	照明柱		新設	移設 (再使用)	移設 (再使用)	半夜	
	分電盤	1				既設流用	S-1
	ハンドホール	13				既設流用	HH1 ~ HH13
	電線管 (常夜)					常夜系統A	
	電線管 (常夜)					常夜系統B	
	電線管 (半夜)					半夜系統C	
	電線管 (半夜)					半夜系統D	
	電線管 (半夜)					半夜系統E	
	電線管 (半夜)					半夜系統F	

※分電盤の立ち上げは、ケーブル2.0mとする。
※照明柱の立ち上げは、ケーブル1.5m、配管1.0mとする。
※配管土工・埋設シートは、片側0.5m設除とする。

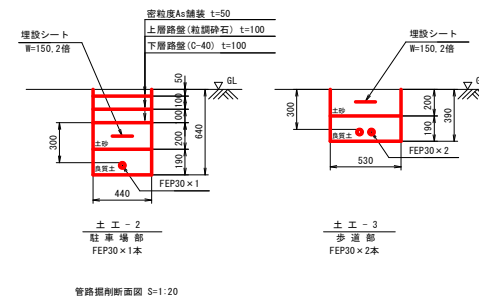


実施設計図面

工 事 名	R 8 徳土 日軍大神子広域公園
路 線 名 等	徳・大原 照明灯工事 (2)
工 事 場 所	徳島市大原町大神子 (第2分割)
図 面 名	土工平面図2 (子ども広場 1)
縮 尺	図示 図面番号 4 / 7
会 社 名	
事 業 者 名	徳島県土整備事務所

撤去平面図1 S=1:500

子ども広場1

照明器具撤去 N=14台
照明柱撤去 N=8基

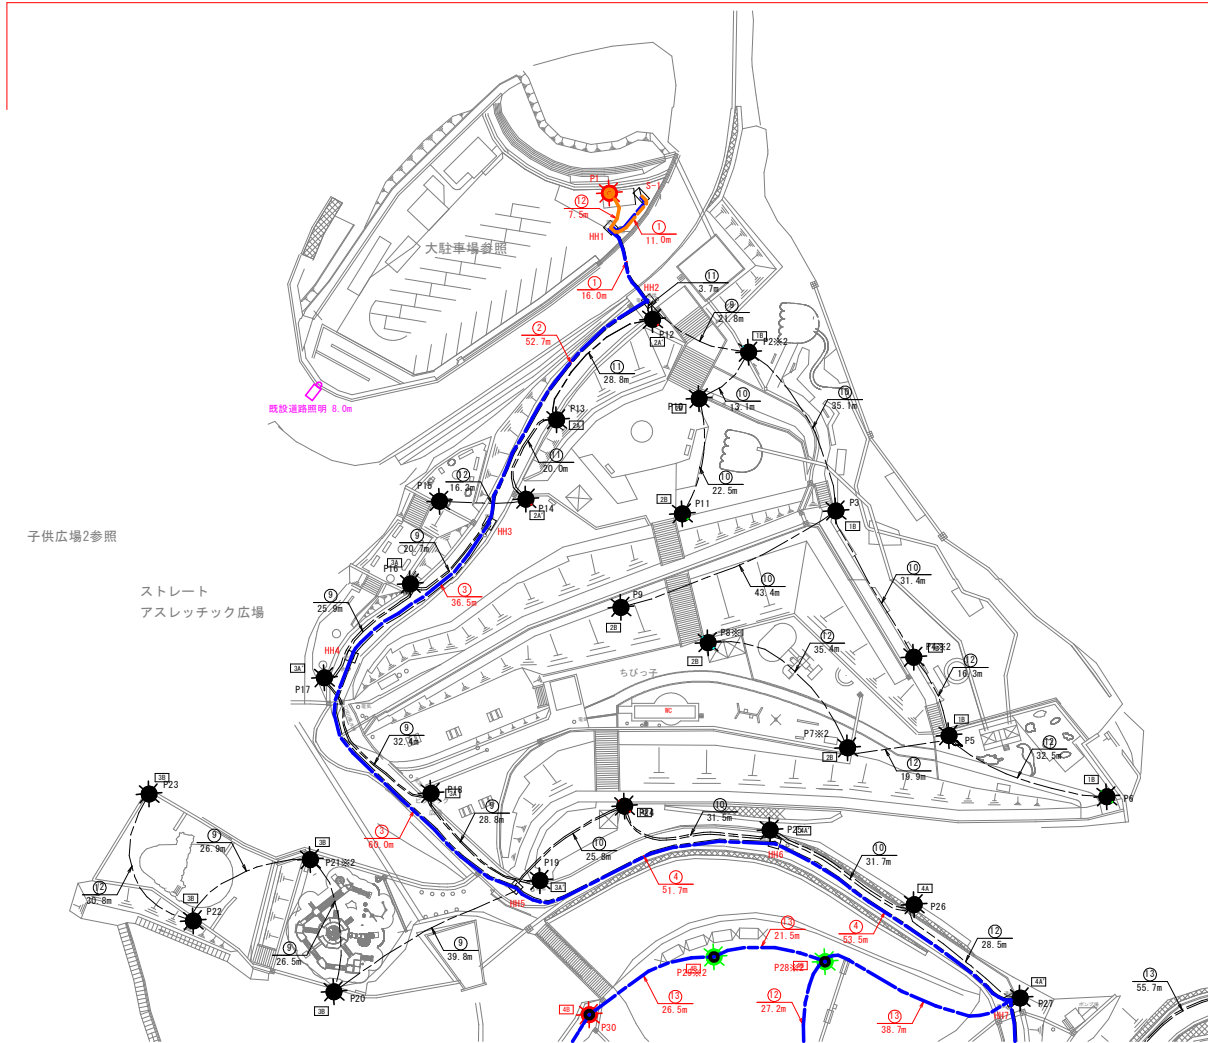

〔配線リスト〕		
番号	ケーブル	電線管
①	CV5. 5sq-4C×3 (撤去)	FEP30×3 (流用)
	CV5. 5sq-2C (撤去)	FEP30 (流用)
	CV8. 0sq-4C×3 (撤去)	FEP30×3 (流用)
	CV14sq-2C×3 (撤去)	FEP30×3 (流用)
②	CV3. 5sq-4C (撤去)	FEP30 (流用)
	CV5. 5sq-4C×2 (撤去)	FEP30×2 (流用)
	CV5. 5sq-2C (撤去)	FEP30 (流用)
	CV8. 0sq-4C×3 (撤去)	FEP30×3 (流用)
③	CV14sq-2C×3 (撤去)	FEP30×3 (流用)
	CV5. 5sq-4C (撤去)	FEP30 (流用)
	CV5. 5sq-2C (撤去)	FEP30 (流用)
	CV8. 0sq-4C×3 (撤去)	FEP30×3 (流用)
④	CV14sq-2C×3 (撤去)	FEP30×3 (流用)
	CV8. 0sq-4C×3 (撤去)	FEP30×3 (流用)
	CV14sq-2C×3 (撤去)	FEP30×3 (流用)
	CV8. 0sq-4C×2 (撤去)	FEP30×2 (流用)
⑤	CV14sq-2C×3 (撤去)	FEP30×3 (流用)
	CV8. 0sq-4C (撤去)	FEP30 (流用)
	CV14sq-2C×3 (撤去)	FEP30×3 (流用)
	CV8. 0sq-4C (撤去)	FEP30 (流用)
⑥	CV14sq-2C×3 (撤去)	FEP30×3 (流用)
	CV8. 0sq-4C (撤去)	FEP30 (流用)
	CV14sq-2C×3 (撤去)	FEP30×3 (流用)
	CV8. 0sq-4C (撤去)	FEP30 (流用)
⑦	CV14sq-2C×3 (撤去)	FEP30×3 (流用)
	CV8. 0sq-4C (撤去)	FEP30 (流用)
	CV14sq-2C×3 (撤去)	FEP30×3 (流用)
	CV8. 0sq-4C (撤去)	FEP30 (流用)
⑧	CV14sq-2C×3 (撤去)	FEP30×3 (流用)
	CV8. 0sq-4C (撤去)	FEP30 (流用)
	CV14sq-2C×3 (撤去)	FEP30×3 (流用)
	CV8. 0sq-4C (撤去)	FEP30 (流用)
⑨	CV14sq-2C×3 (撤去)	FEP30×3 (流用)
	CV8. 0sq-4C (撤去)	FEP30 (流用)
	CV14sq-2C×3 (撤去)	FEP30×3 (流用)
	CV8. 0sq-4C (撤去)	FEP30 (流用)
⑩	CV14sq-2C×3 (撤去)	FEP30×3 (流用)
	CV8. 0sq-4C (撤去)	FEP30 (流用)
	CV14sq-2C×3 (撤去)	FEP30×3 (流用)
	CV8. 0sq-4C (撤去)	FEP30 (流用)
⑪	CV14sq-2C×3 (撤去)	FEP30×3 (流用)
	CV8. 0sq-4C (撤去)	FEP30 (流用)
	CV14sq-2C×3 (撤去)	FEP30×3 (流用)
	CV8. 0sq-4C (撤去)	FEP30 (流用)
⑫	CV14sq-2C×3 (撤去)	FEP30×3 (流用)
	CV8. 0sq-4C (撤去)	FEP30 (流用)
	CV14sq-2C×3 (撤去)	FEP30×3 (流用)
	CV8. 0sq-4C (撤去)	FEP30 (流用)
⑬	CV14sq-2C×3 (撤去)	FEP30×3 (流用)
	CV8. 0sq-4C (撤去)	FEP30 (流用)
	CV14sq-2C×3 (撤去)	FEP30×3 (流用)
	CV8. 0sq-4C (撤去)	FEP30 (流用)
⑭	CV14sq-2C×3 (撤去)	FEP30×3 (流用)
	CV8. 0sq-4C (撤去)	FEP30 (流用)
	CV14sq-2C×3 (撤去)	FEP30×3 (流用)
	CV8. 0sq-4C (撤去)	FEP30 (流用)

※配線リストは過年度資料参照とする。
※照明基礎に入るFEPは、基礎の手前50mm程度で切断すること。
※電気設備の規格・配線ルート等は、過年度資料を参考に
想定しているため、現況を優先すること。
※1 直線接続材 FEP30用×1、FEP30+0.5m
※2 直線接続材 FEP30用×2、FEP30+1.0m

〔凡例〕

記号	名称	数量	照明灯具	柱	基礎コンクリート	備考	番号
	照明柱	6	撤去	既設流用	既設流用		P1、P30、P33、P35、P45、P48
	照明柱	撤去	撤去後、再使用	撤去後、再使用			
	照明柱	8	撤去	撤去	撤去		P28～29、P31、P32、P34、P46～47、P49
	分電盤	1			既設流用	S-1	
	ハンドホール	13			既設流用	NH1～NH13	
	電線管 (半夜)						
	電線管 (常夜)						

※分電盤の立ち上げは、ケーブル2.0mとする。
※照明柱の立ち上げは、ケーブル1.5mとする。

実施設計図面

工事名	R8徳士 日暮大神子広域公園 徳・大原 照明灯工事 (2)		
路線名等	日暮大神子広域公園		
工事箇所	徳島市大原町大神子 (第2分割)		
図面名	撤去平面図1 (子ども広場1)		
縮尺	1:500	図面番号	5 / 7
会社名			
事業名	徳島県土整備事務所		


※赤字記載および配線着色箇所 (本工事対象箇所)

撤去平面図2

S=1:500

照明器具撤去 N=14台
照明柱撤去 N=8基

子ども広場 1

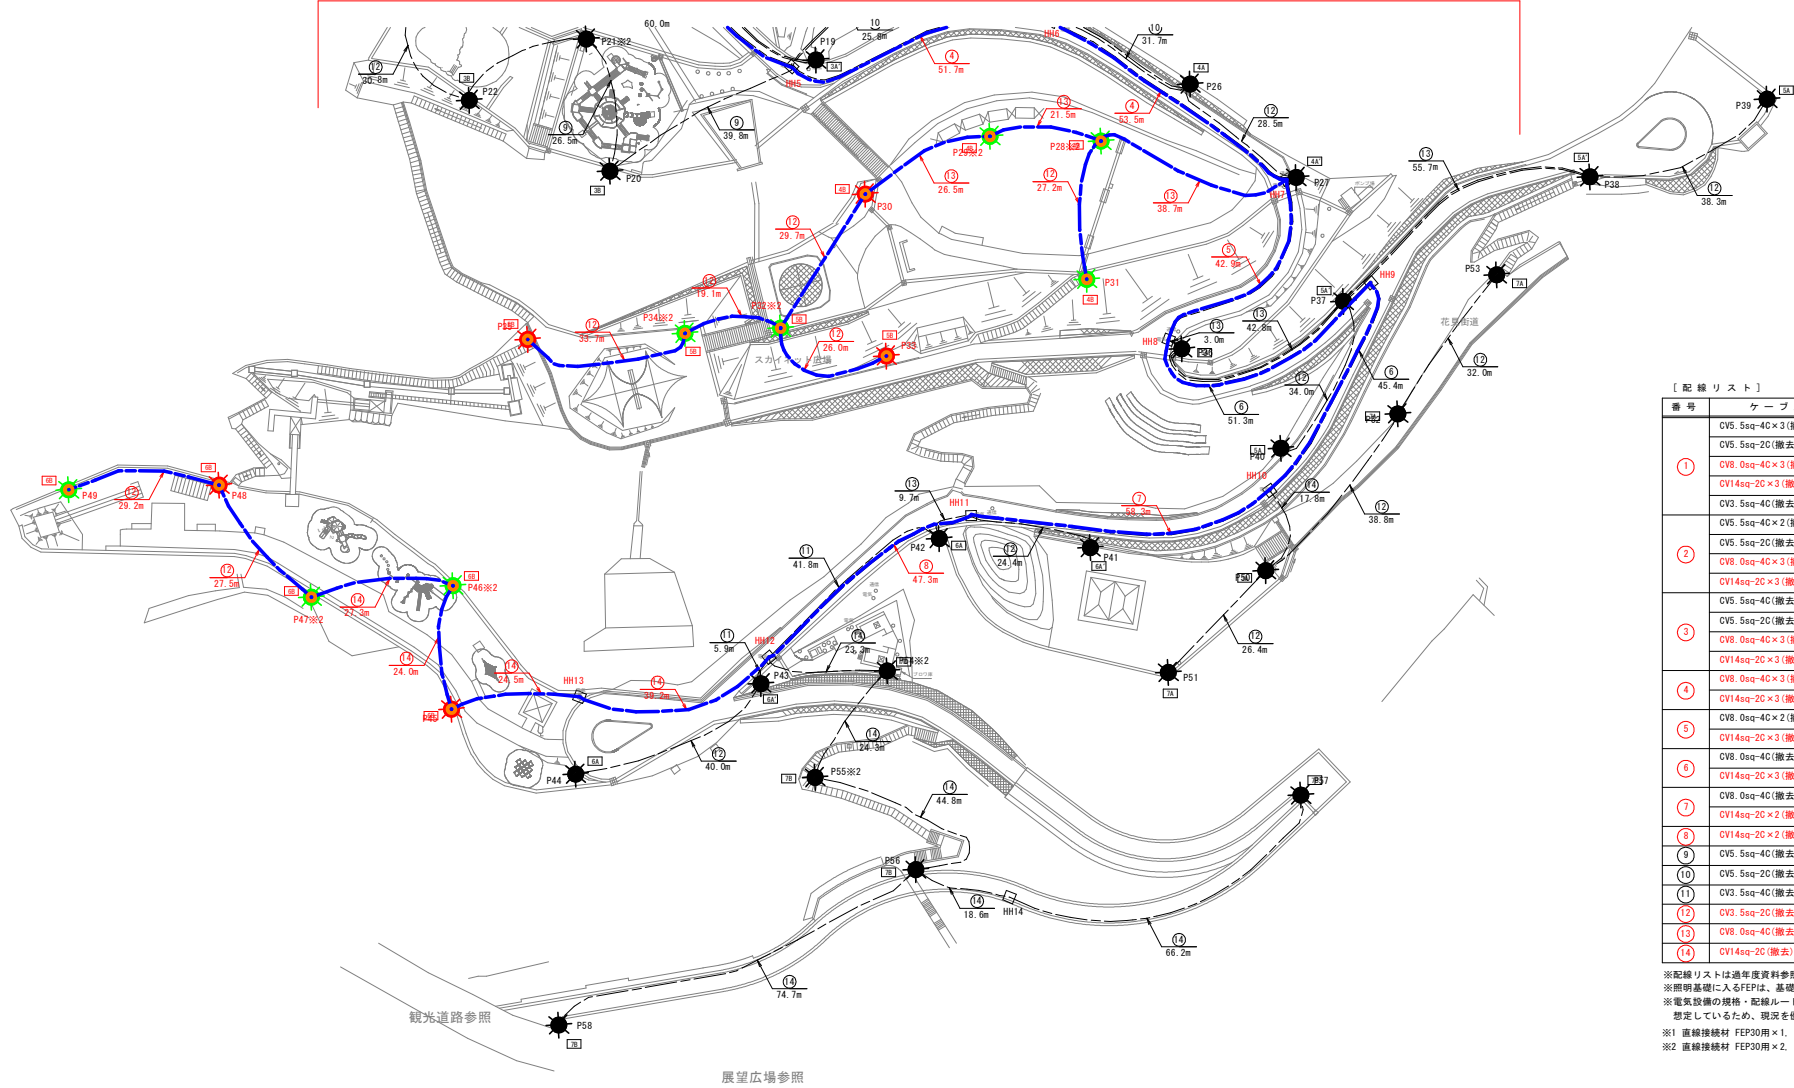

〔配線リスト〕

番号	ケーブル	電線管	
①	CV5. 5sq-40×3(撤去)	FEP30×3(流用)	
	CV5. 5sq-2C(撤去)	FEP30(流用)	
	CV8. 0sq-40×3(撤去)	FEP30×3(流用)	うち1本を撤去
	CV14sq-2C×3(撤去)	FEP30×3(流用)	うち1本を撤去
②	CV3. 5sq-40(撤去)	FEP30(流用)	
	CV5. 5sq-40×2(撤去)	FEP30×2(流用)	
	CV5. 5sq-2C(撤去)	FEP30(流用)	
	CV8. 0sq-40×3(撤去)	FEP30×3(流用)	うち1本を撤去
③	CV14sq-2C×3(撤去)	FEP30×3(流用)	うち1本を撤去
	CV3. 5sq-40(撤去)	FEP30(流用)	
	CV5. 5sq-2C(撤去)	FEP30(流用)	
	CV8. 0sq-40×3(撤去)	FEP30×3(流用)	うち1本を撤去
④	CV14sq-2C×3(撤去)	FEP30×3(流用)	うち1本を撤去
	CV8. 0sq-40×3(撤去)	FEP30×3(流用)	うち1本を撤去
	CV14sq-2C×3(撤去)	FEP30×3(流用)	うち1本を撤去
	CV8. 0sq-40×2(撤去)	FEP30×2(流用)	
⑤	CV14sq-2C×3(撤去)	FEP30×3(流用)	うち1本を撤去
	CV8. 0sq-40(撤去)	FEP30(流用)	
	CV14sq-2C×3(撤去)	FEP30×3(流用)	うち1本を撤去
	CV8. 0sq-40×3(撤去)	FEP30×3(流用)	うち1本を撤去
⑥	CV14sq-2C×3(撤去)	FEP30×3(流用)	うち1本を撤去
	CV8. 0sq-40(撤去)	FEP30(流用)	
	CV14sq-2C×2(撤去)	FEP30×2(流用)	
	CV14sq-2C×2(撤去)	FEP30×2(流用)	うち1本を撤去
⑦	CV5. 5sq-40(撤去)	FEP30(流用)	
	CV5. 5sq-2C(撤去)	FEP30(流用)	
	CV3. 5sq-40(撤去)	FEP30(流用)	
	CV14sq-2C×2(撤去)	FEP30×2(流用)	うち1本を撤去
⑧	CV5. 5sq-40(撤去)	FEP30(流用)	
	CV5. 5sq-2C(撤去)	FEP30(流用)	
	CV3. 5sq-40(撤去)	FEP30(流用)	
	CV14sq-2C×2(撤去)	FEP30×2(流用)	うち1本を撤去
⑨	CV5. 5sq-40(撤去)	FEP30(流用)	
	CV5. 5sq-2C(撤去)	FEP30(流用)	
	CV3. 5sq-40(撤去)	FEP30(流用)	
	CV14sq-2C×2(撤去)	FEP30×2(流用)	うち1本を撤去
⑩	CV5. 5sq-40(撤去)	FEP30(流用)	
	CV5. 5sq-2C(撤去)	FEP30(流用)	
	CV3. 5sq-40(撤去)	FEP30(流用)	
	CV14sq-2C×2(撤去)	FEP30×2(流用)	うち1本を撤去
⑪	CV5. 5sq-40(撤去)	FEP30(流用)	
	CV5. 5sq-2C(撤去)	FEP30(流用)	
	CV3. 5sq-40(撤去)	FEP30(流用)	
	CV14sq-2C×2(撤去)	FEP30×2(流用)	うち1本を撤去
⑫	CV5. 5sq-40(撤去)	FEP30(流用)	
	CV5. 5sq-2C(撤去)	FEP30(流用)	
	CV3. 5sq-40(撤去)	FEP30(流用)	
	CV14sq-2C×2(撤去)	FEP30×2(流用)	うち1本を撤去
⑬	CV5. 5sq-40(撤去)	FEP30(流用)	
	CV5. 5sq-2C(撤去)	FEP30(流用)	
	CV3. 5sq-40(撤去)	FEP30(流用)	
	CV14sq-2C×2(撤去)	FEP30×2(流用)	うち1本を撤去
⑭	CV5. 5sq-40(撤去)	FEP30(流用)	
	CV5. 5sq-2C(撤去)	FEP30(流用)	
	CV3. 5sq-40(撤去)	FEP30(流用)	
	CV14sq-2C×2(撤去)	FEP30×2(流用)	うち1本を撤去

※配線リストは過年度資料参照とする。
※照明基礎に入るFEPは、基礎の手前50mm程度で切断すること。
※電気設備の規格・配線ルール等は、過年度資料を参考に
想定しているため、現況を優先すること。

※1 直線接続材 FEP30用×1、FEP30+0.5m
※2 直線接続材 FEP30用×2、FEP30+1.0m

〔凡例〕

記号	名称	数量	照明灯具	柱	基礎コンクリート	備考	番号
★	照明柱	6	撤去	既設流用	既設流用		P1, P30, P33, P35, P45, P48
★	照明柱	6	撤去	撤去後、再使用	撤去後、再使用		
★	照明柱	8	撤去	撤去	撤去		P28~29, P31, P32, P34, P46~47, P49
□	分電盤	1				既設流用	S-1
□	ハンドホール	13				既設流用	HH1~HH13
—	電線管(半夜)						
—	電線管(常夜)						

※分電盤の立ち上げは、ケーブル2.0mとする。
※照明柱の立ち上げは、ケーブル1.5mとする。

実施設計図面

工事名	R 8 徳土 日暮大神子広域公園 徳・大原 照明灯工事 (2)		
路線名等	日暮大神子広域公園		
工事箇所	徳島市大原町大神子 (第2分割)		
図面名	撤去平面図2(子ども広場 1)		
縮尺	1:500	図面番号	6 / 7
会社名			
事業名	徳島県土整備事務所		

※赤字記載および配線着色箇所 (本工事対象箇所)


〔 配 線 リ ス ト 〕			
番 号	ケーブル	電 線 管	系 統
①	EM-CE3. 5sq-2C (新設)	FEP30 (流用)	A
	EM-CE5. 5sq-2C (新設)	FEP30 (流用)	B
	EM-CE3. 5sq-2C (新設)	FEP30 (流用)	C
	EM-CE3. 5sq-2C (新設)	FEP30 (流用)	D
	EM-CE3. 5sq-2C (新設)	FEP30 (流用)	E
②	EM-CE3. 5sq-2C (新設)	FEP30 (流用)	F
	EM-CE3. 5sq-2C (新設)	FEP30 (流用)	A
	EM-CE5. 5sq-2C (新設)	FEP30 (流用)	B
	EM-CE3. 5sq-2C (新設)	FEP30 (流用)	C
	EM-CE3. 5sq-2C (新設)	FEP30 (流用)	D
③	EM-CE3. 5sq-2C (新設)	FEP30 (流用)	E
	EM-CE5. 5sq-2C (新設)	FEP30 (流用)	A
	EM-CE3. 5sq-2C (新設)	FEP30 (流用)	B
④	EM-CE3. 5sq-2C (新設)	FEP30 (流用)	D
	EM-CE3. 5sq-2C (新設)	FEP30 (流用)	E
	EM-CE5. 5sq-2C (新設)	FEP30 (流用)	A
⑤	EM-CE5. 5sq-2C (新設)	FEP30 (流用)	B
	EM-CE3. 5sq-2C (新設)	FEP30 (流用)	E
⑥	EM-CE3. 5sq-2C (新設)	FEP30 (流用)	A
⑦	EM-CE3. 5sq-2C (新設)	FEP30 (流用)	F
⑧	EM-CE3. 5sq-2C (新設)	FEP30 (流用)	C
⑨	EM-CE3. 5sq-2C (新設)	FEP30 (流用)	D
⑩	EM-CE5. 5sq-2C (新設)	FEP30 (流用)	B
⑪	EM-CE3. 5sq-2C (新設)	FEP30 (流用)	E
⑫	EM-CE3. 5sq-2C (新設) × 2	FEP30 (流用)	F
⑬	EM-CE3. 5sq-2C (新設) × 2	FEP30 (流用)	D
⑭	EM-CE3. 5sq-2C (新設)	FEP30 (新設)	A
⑮	EM-CE3. 5sq-2C (新設)	FEP30 (新設)	F
⑯	EM-CE5. 5sq-2C (新設)	FEP30 (新設)	B
⑰	EM-CE3. 5sq-2C (新設)	FEP30 (新設)	C
⑱	EM-CE3. 5sq-2C (新設)	FEP30 (新設)	D
⑲	EM-CE3. 5sq-2C (新設)	FEP30 (新設)	E
⑳	EM-CE3. 5sq-2C (新設) × 2	FEP30 (流用)	A

※1 直線接続材 FEP30用×2 とする。
※2 直線接続材 FEP30用×1

配線系統図

S=NON

子ども広場 1

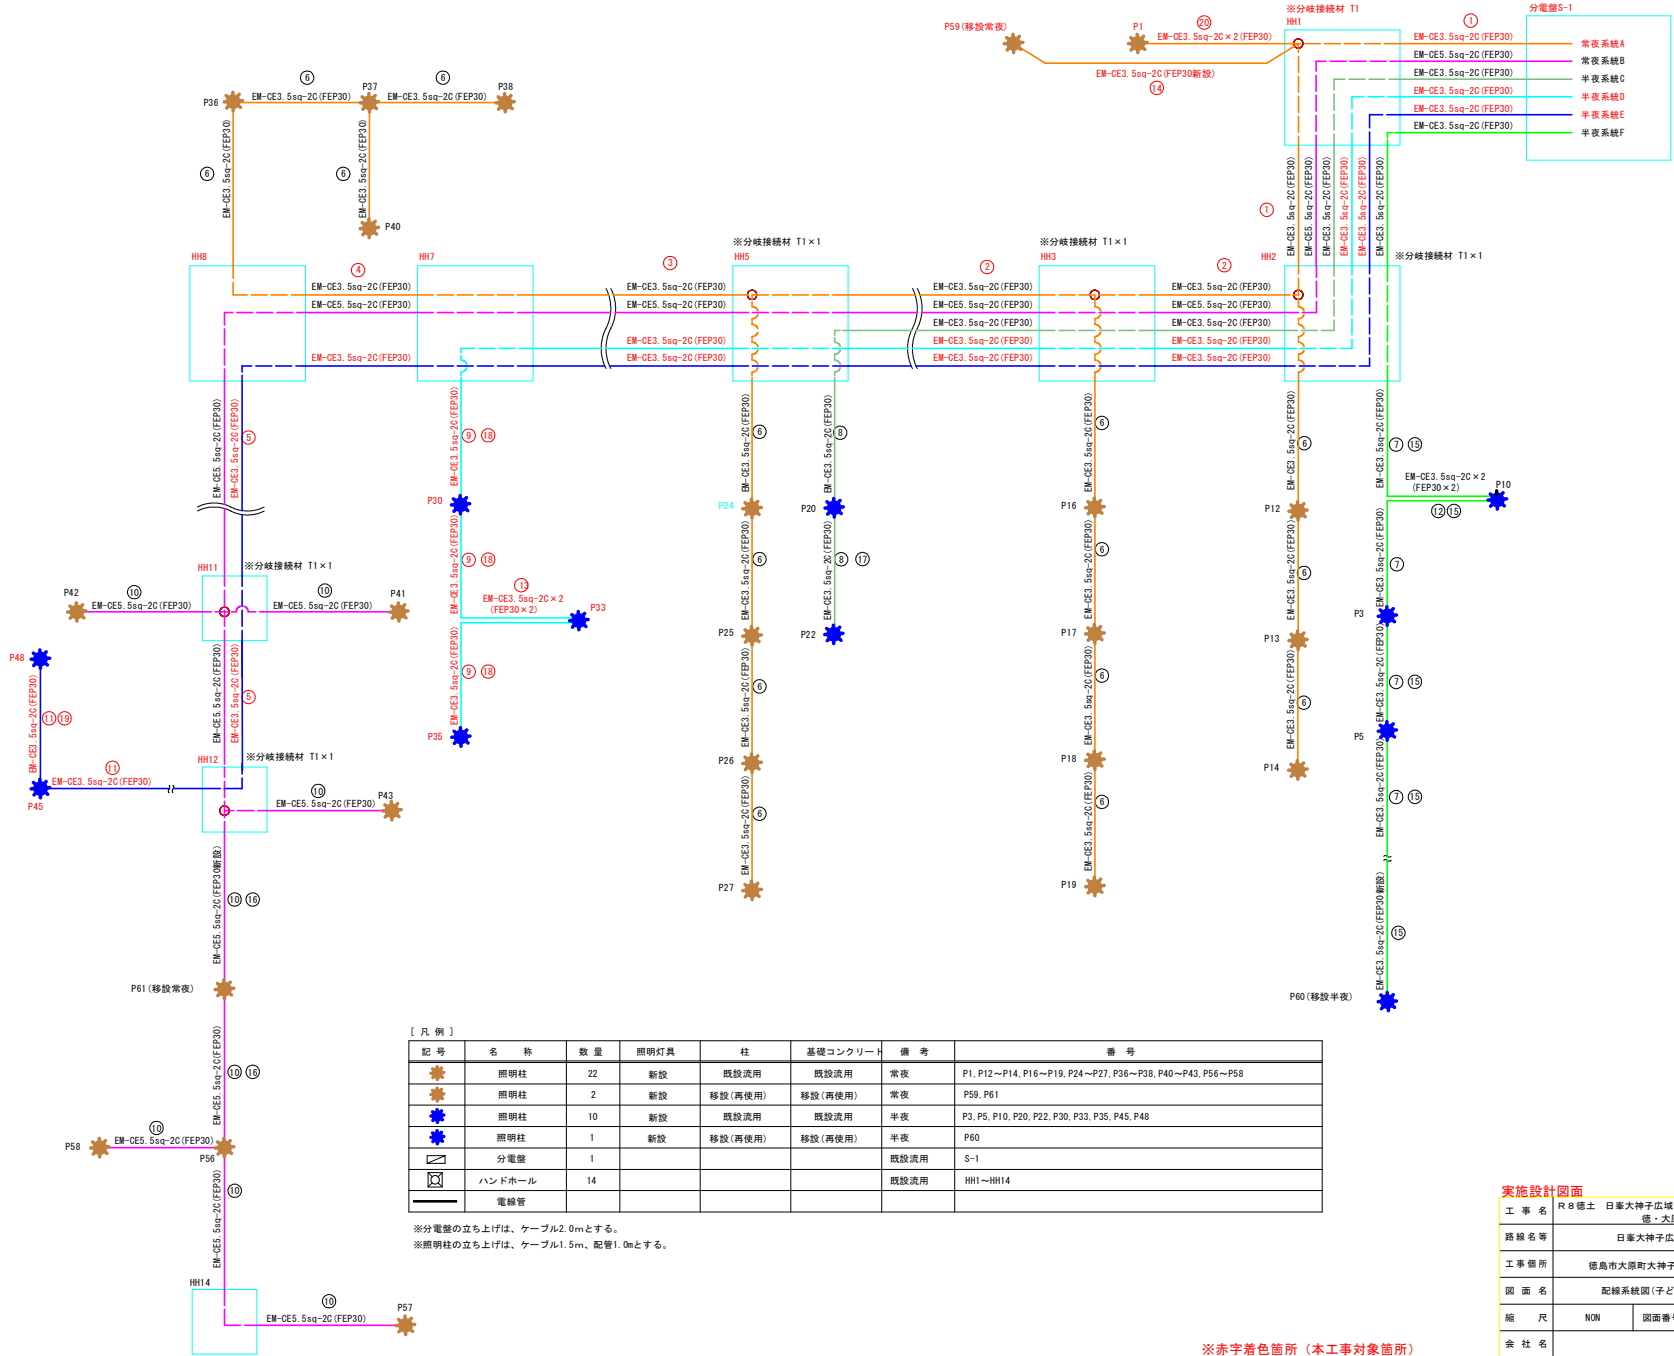

記 号	名 称	数 量	照明灯具	柱	基礎コンクリート	備 考	番 号
★	照明柱	22	新設	既設流用	既設流用	常夜	P1, P12~P14, P16~P19, P24~P27, P36~P38, P40~P43, P56~P58
★	照明柱	2	新設	移設 (再使用)	移設 (再使用)	常夜	P59, P61
★	照明柱	10	新設	既設流用	既設流用	半夜	P3, P5, P10, P20, P22, P30, P33, P35, P45, P48
★	照明柱	1	新設	移設 (再使用)	移設 (再使用)	半夜	P60
□	分電盤	1				既設流用	S-1
□	ハンドホール	14				既設流用	HH1~HH14

※分電盤の立ち上げは、ケーブル2.0mとする。
※照明柱の立ち上げは、ケーブル1.5m、配管1.0mとする。

工 事 名	R 8 徳土 日暮大神子広域公園
路 線 名	徳土 大原 照明灯工事 (2)
工 事 場 所	徳島市大原町大神子 (第2分劃)
図 面 名	配線系統図 (子ども広場 1)
縮 尺	NON 図面番号 7 / 7
会 社 名	
事 業 者 名	徳島県土整備事務所

※赤字着色箇所 (本工事対象箇所)